

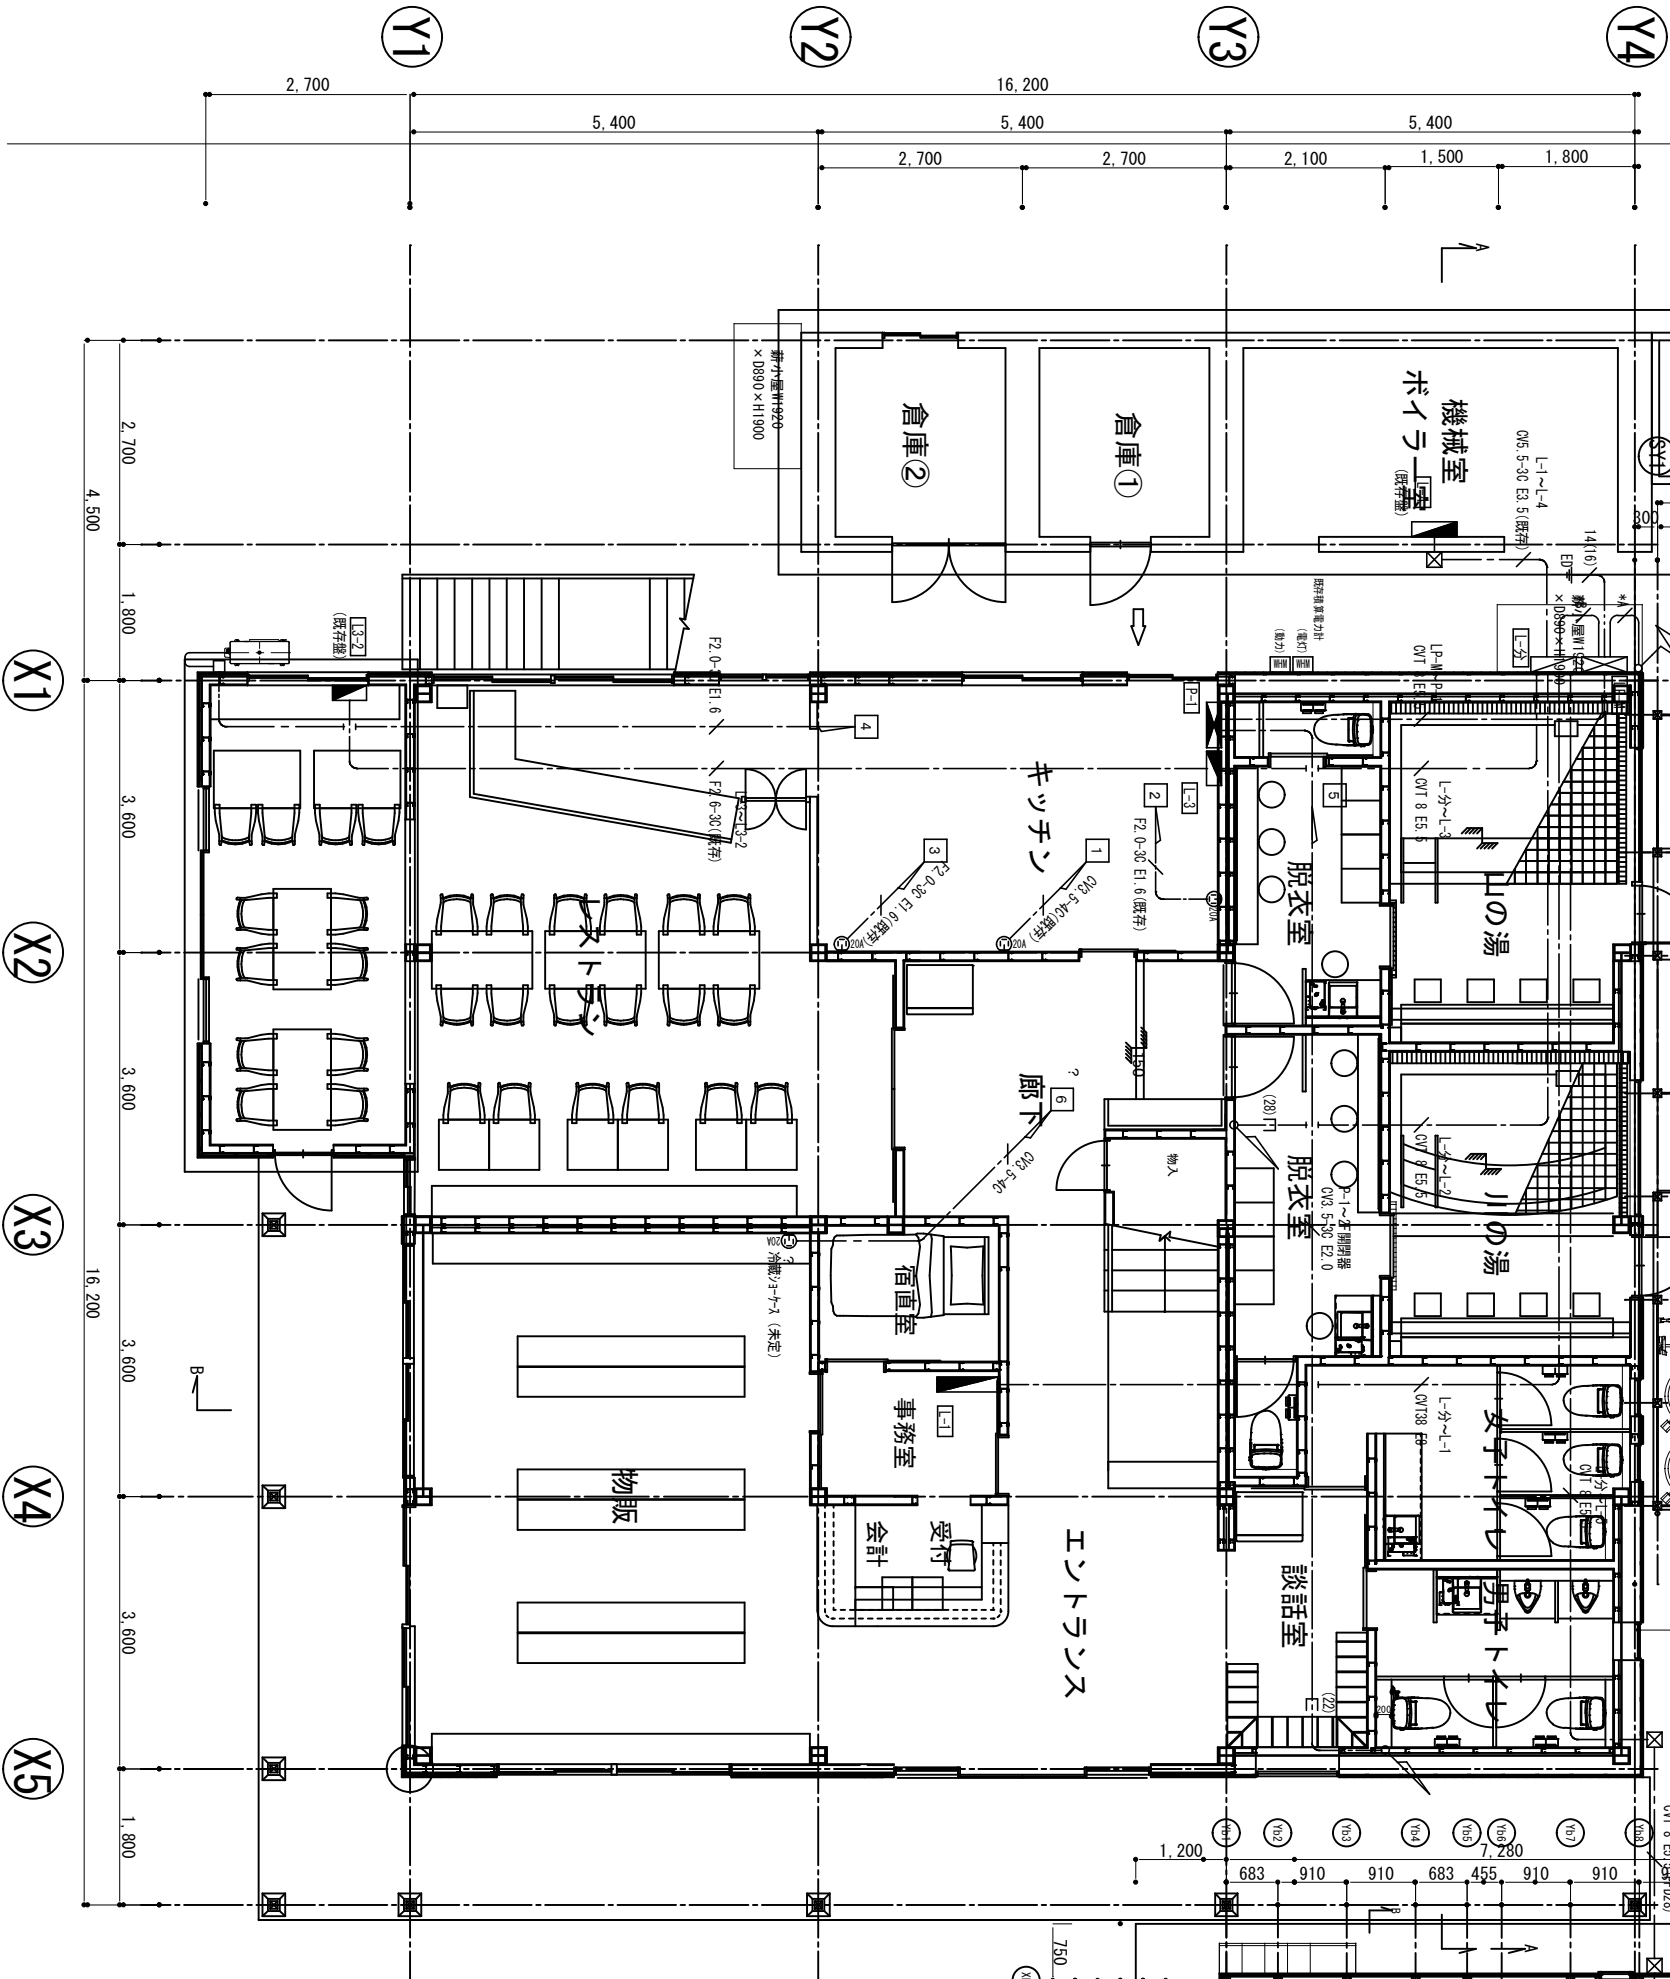


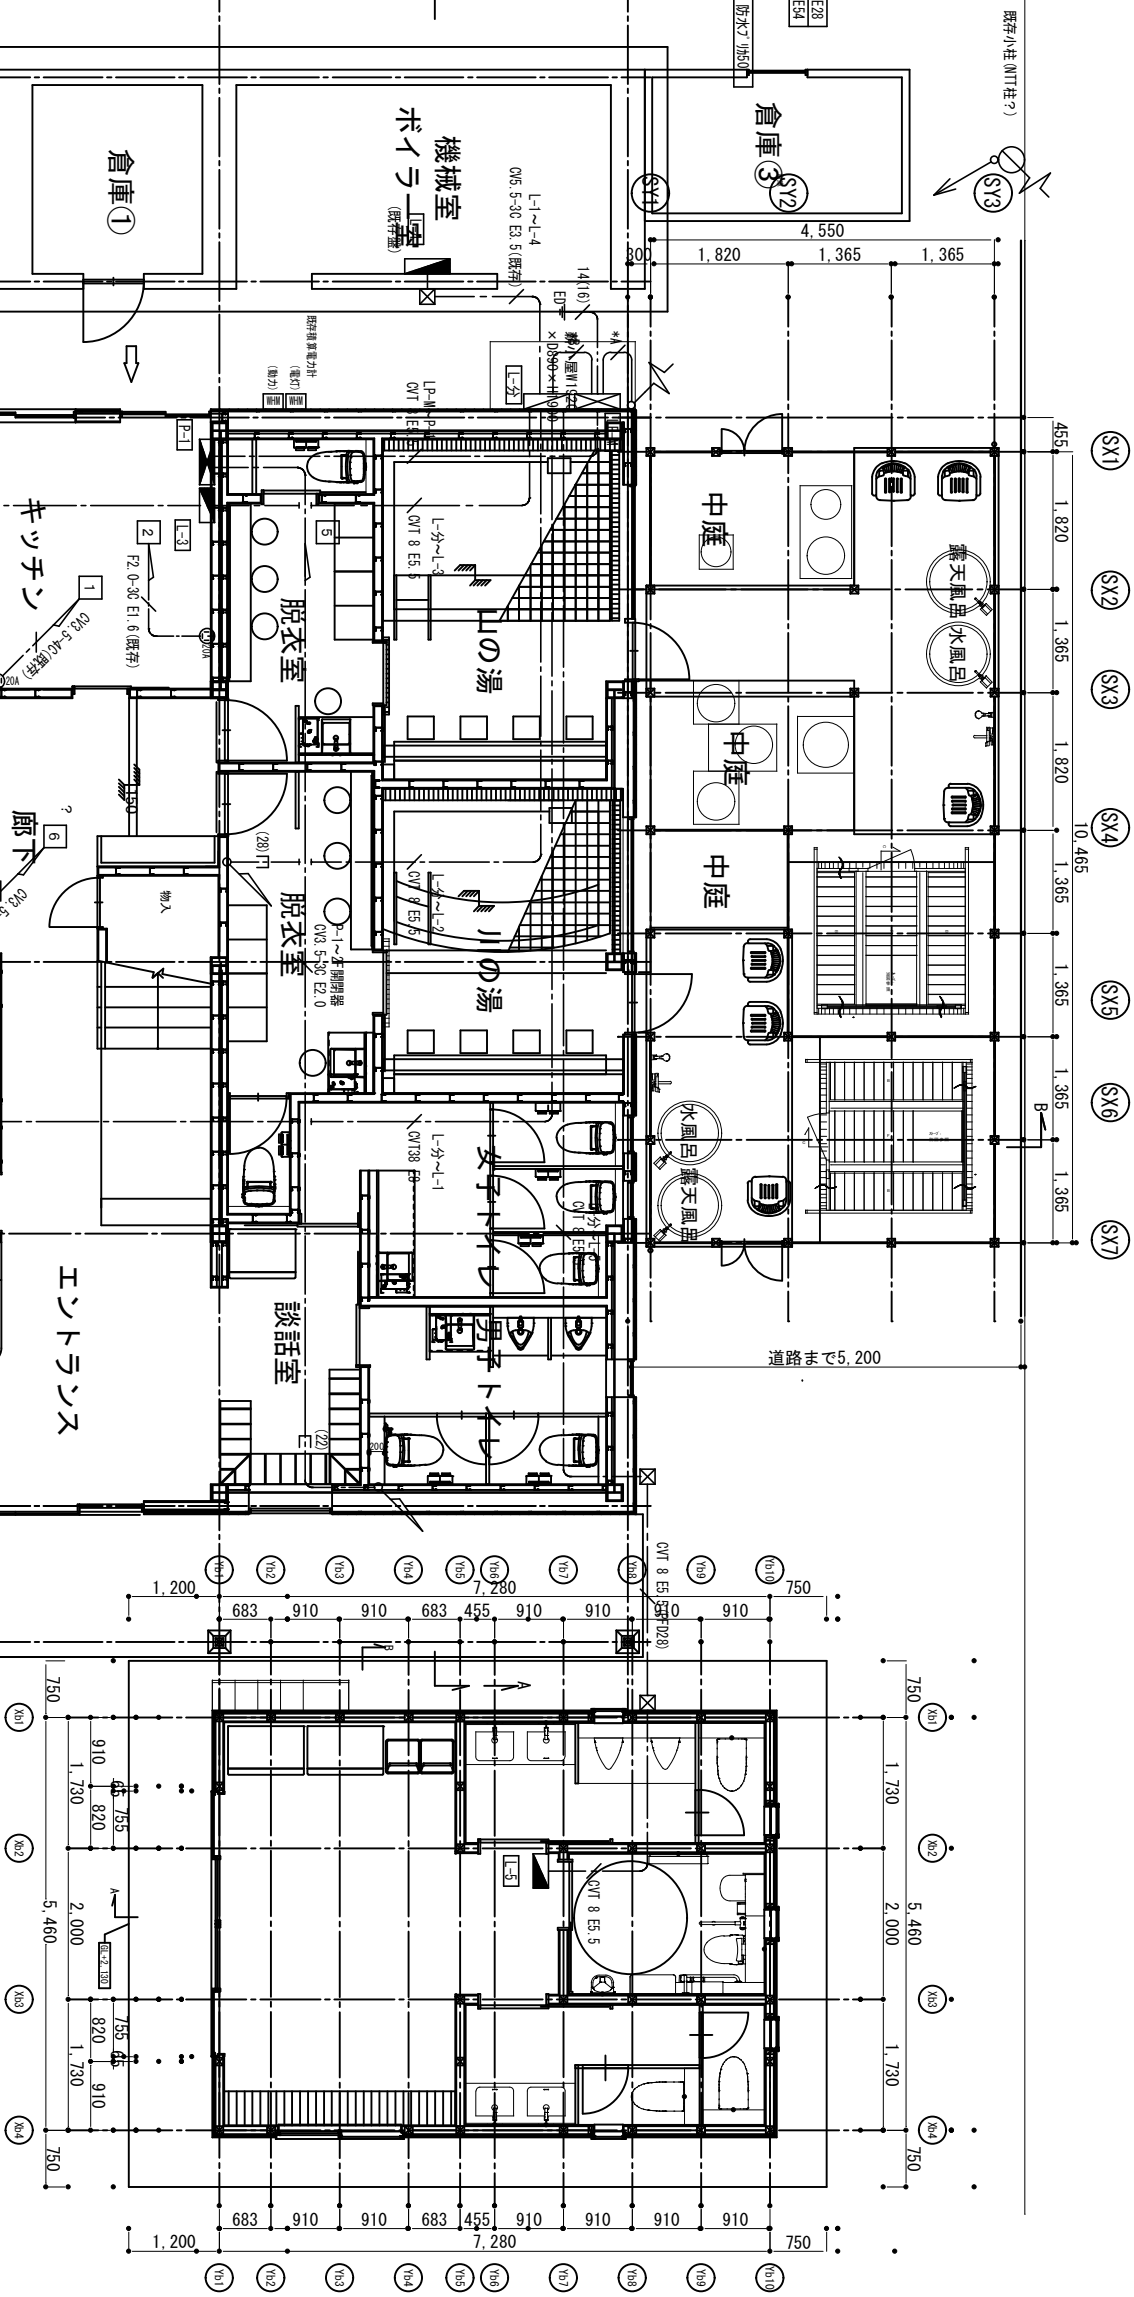

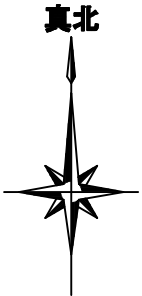

TITLE 寄・里の駅整備事業本棟改修工事

DATE 20251029

DRAWING TITLE 1階 幹線・動力設備図 SCALE A3・1/100 NUMBER E-03
株式会社 計画・環境建築 一般建築士事務所 神奈川県知事登録18878号 一般建築士 登録番号第126853号 杉本洋文


隣地境界線

SX1 1,820 SX2 1,365 SX3 1,820 SX4 10,465 SX5 1,365 SX6 1,365 SX7 1,365

道路境界線

道路まで5,200

真北

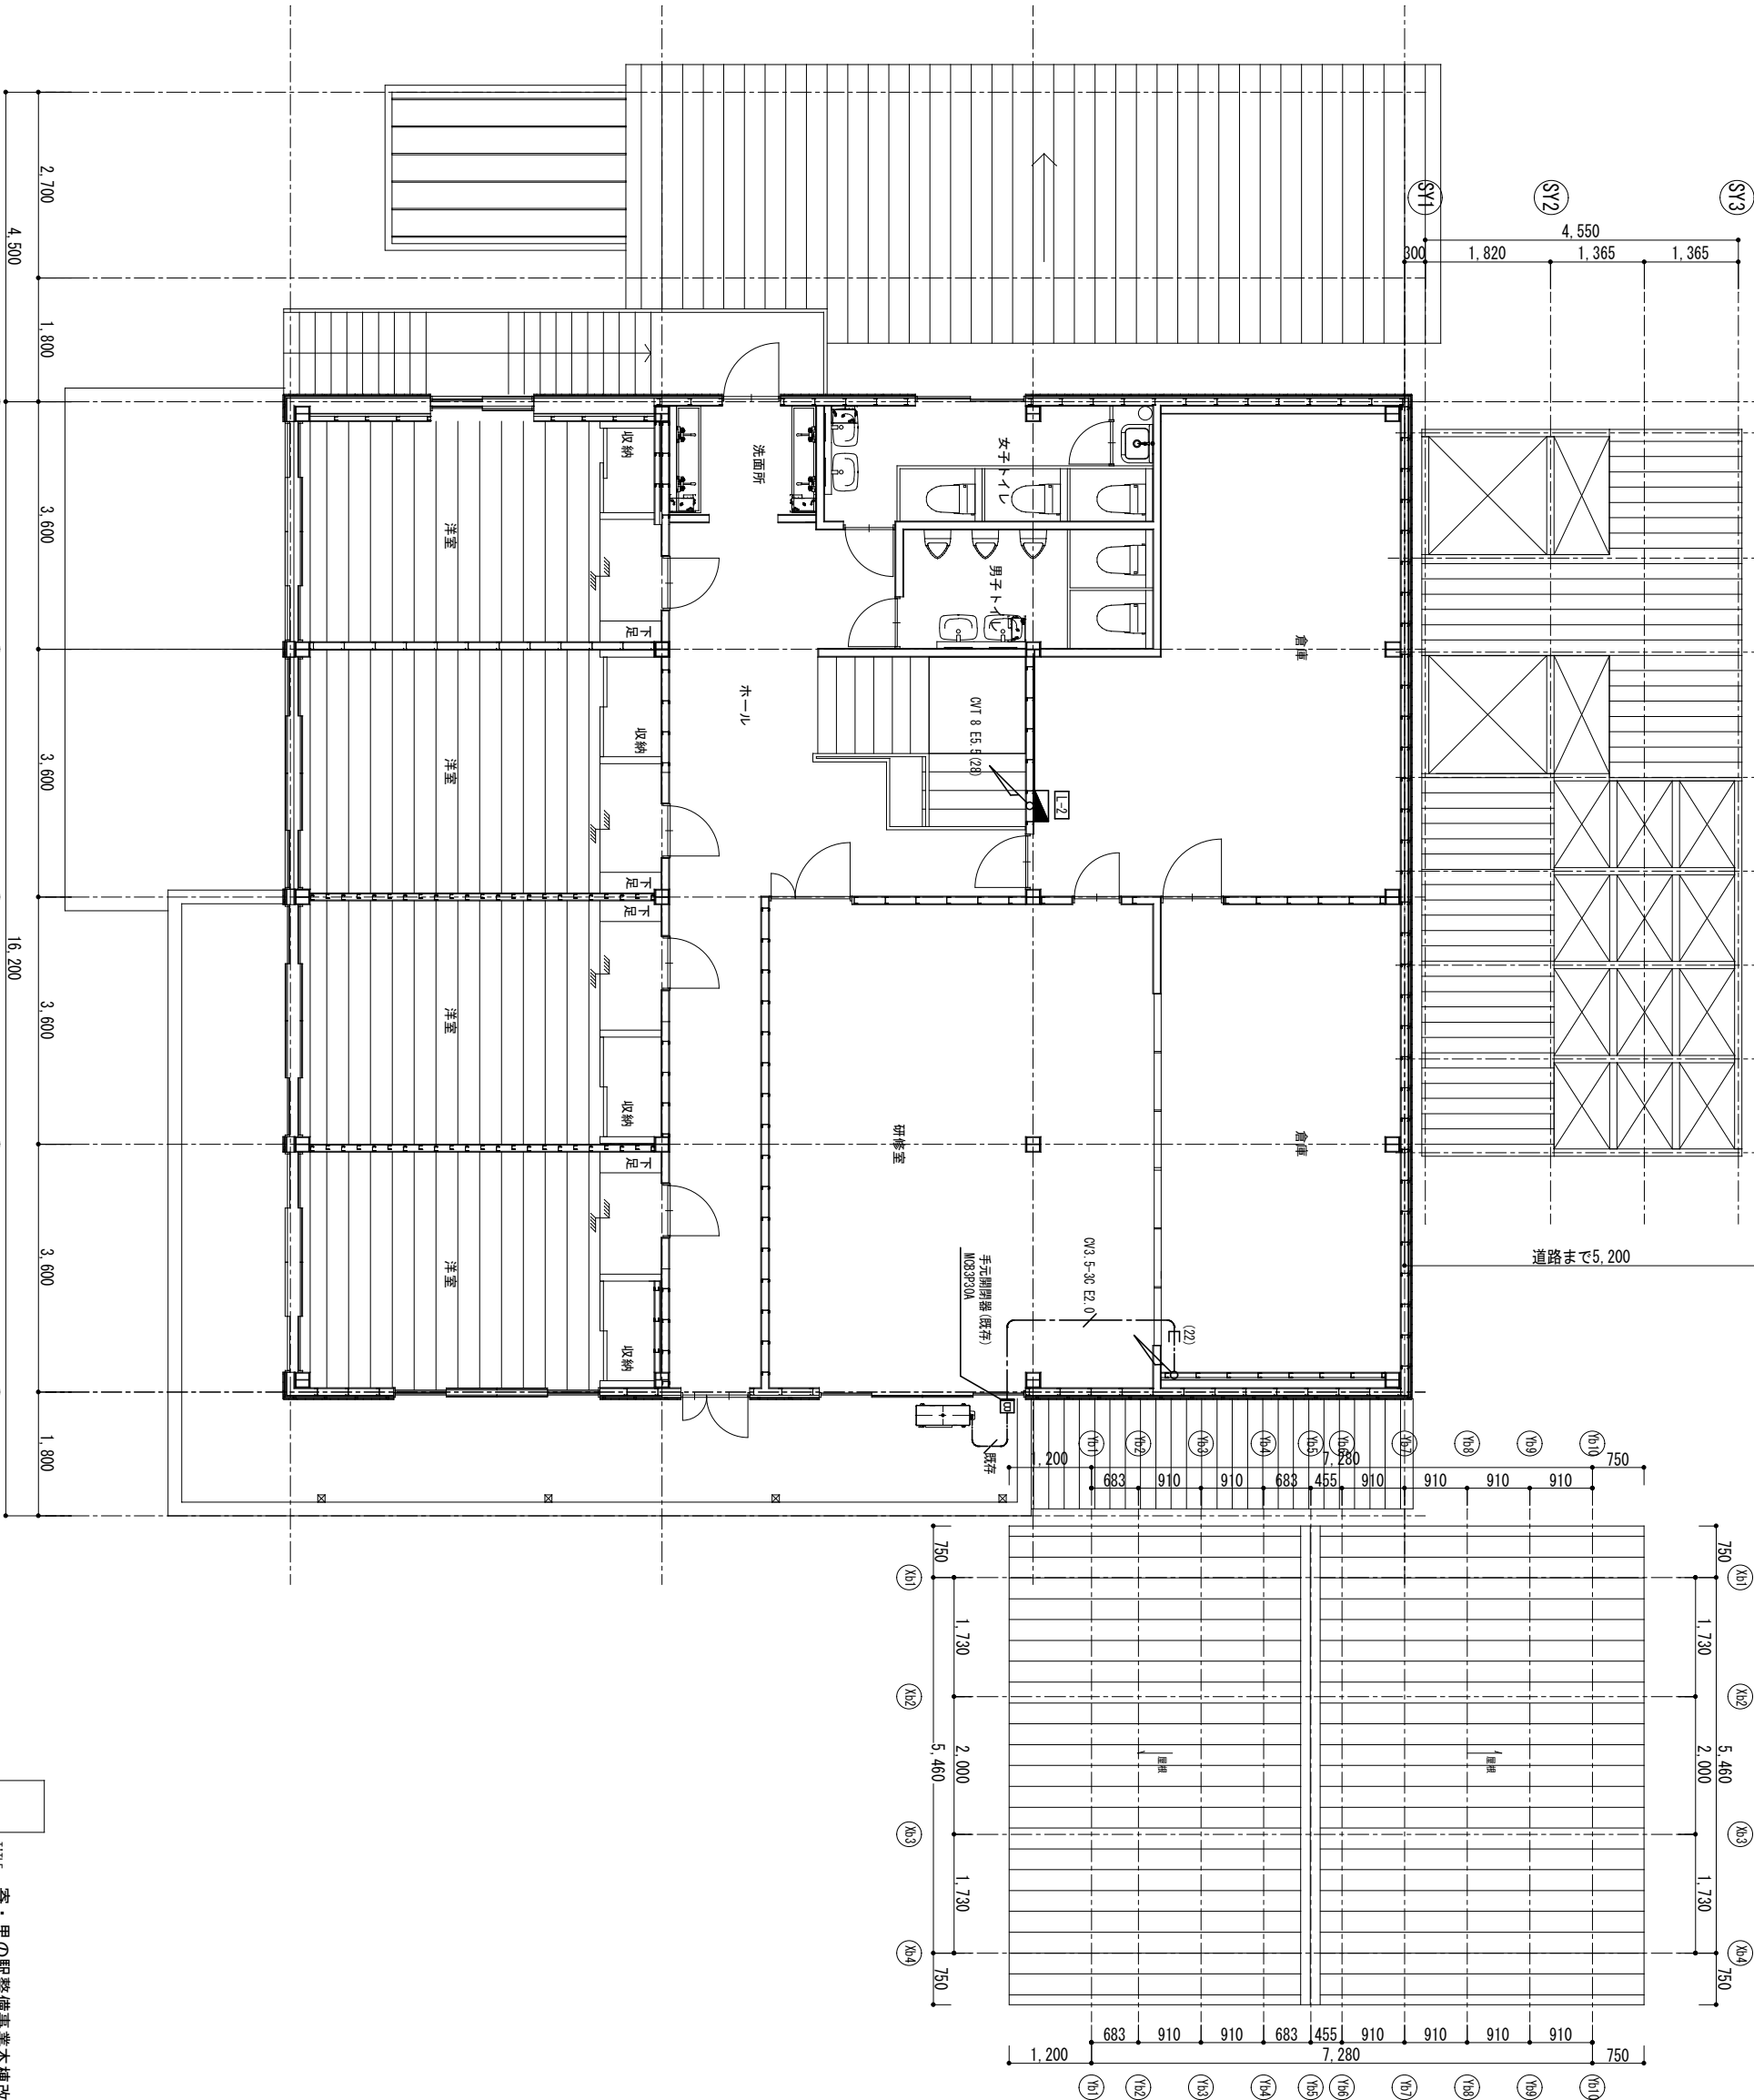

TITLE 寄・里の駅整備事業本棟改修工事

DATE 20251029

DRAWING TITLE 2階 幹線・動力設備図

SCALE A3 : 1/100 NUMBER E-04




株式会社 計画・環境建築 一般建築士事務所 神奈川県知事登録第8878号 一般建築士 登録番号第126853号 杉本洋文



YAS & URBANISTS

A LEDﾊﾞｰﾌﾗｲﾄ 直付逆富士型(40形)		B LEDﾊﾞｰﾌﾗｲﾄ 直付逆富士型(20形)		C LEDﾊﾞｰﾌﾗｲﾄ 直付ﾌﾗｲﾄ型(40形)		D LEDﾊﾞｰﾌﾗｲﾄ 埋込下面開放型(40形)		E LEDﾊﾞｰﾌﾗｲﾄ 直付型(Sﾌﾟﾛｰｸﾞ)		F LEDﾊﾞｰﾌﾗｲﾄ ﾏｲﾍﾞﾝ間接照明		G LEDﾊﾞｰﾌﾗｲﾄ 埋込型ｽｸｴｱ(乳白ﾊﾞﾙｸ)	
A 1	LED 33.0W 星白色(5000K) XFKA504EN LE9	B	LED 6.1W 星白色(5000K) XF2004EN LE9	C	LED 13.3W 星白色(5000K) XFKA10EN LE9	D	LED 33.0W 星白色(5000K) XFKA504WV LE9	E	LED 30.0W 星白色(5000K) NMF51200 LR9	F	LED 24.9W 電球色(2700K) LGB80071 X81	G	LED 35.0W 星白色(5000K) XL832PFVJ LA9
A 2	LED 16.7W 星白色(5000K) XFKA204EN LE9												
A 3	LED 13.3W 星白色(5000K) XFKA104EN LE9												
A1:本機 2台 A2:本機 3台 A3:本機 6台													
H LEDﾊﾞｰﾌﾗｲﾄ 埋込型(150形)		I LEDﾊﾞｰﾌﾗｲﾄ 埋込型(150形)		J LEDﾊﾞｰﾌﾗｲﾄ 埋込型(100形)		K LEDﾊﾞｰﾌﾗｲﾄﾌﾗｲﾄ 薄型		L LEDﾊﾞｰﾌﾗｲﾄﾌﾗｲﾄ 和風ｷﾞﾗﾝ		M LEDﾊﾞｰﾌﾗｲﾄﾌﾗｲﾄ (100形)		N LEDﾊﾞｰﾌﾗｲﾄﾌﾗｲﾄ (15形)	
H	LED 11.0W 電球色(3000K) XND1539ML LE9	I	LED 11.0W 電球色(3000K) XND1579ML LE9	J	LED 7.3W 電球色(2700K) LGB3108L LE1	K	LED 13.0W 調光・調色 ｵ.291 4318R 同上用調光リモコン RC 919	L	LED 30.0W 調光・調色 LGB31182	M	LED 12.0W 電球色(2700K) OP 252 290LR	N	LED 9.9W 星白色(3500K) LGB85046 LE1
埋込穴寸法 100φ		埋込穴寸法 175φ		埋込穴寸法 100φ		寸法 300φ×43		寸法 433φ×106		LED電球ﾎｰﾙ埋形		埋込穴寸法 800口	
						オーチリッソ				オーチリッソ			

TITLE 客・里の駅整備事業本棟改修工事

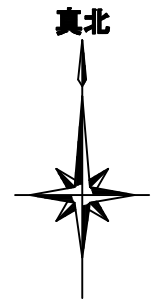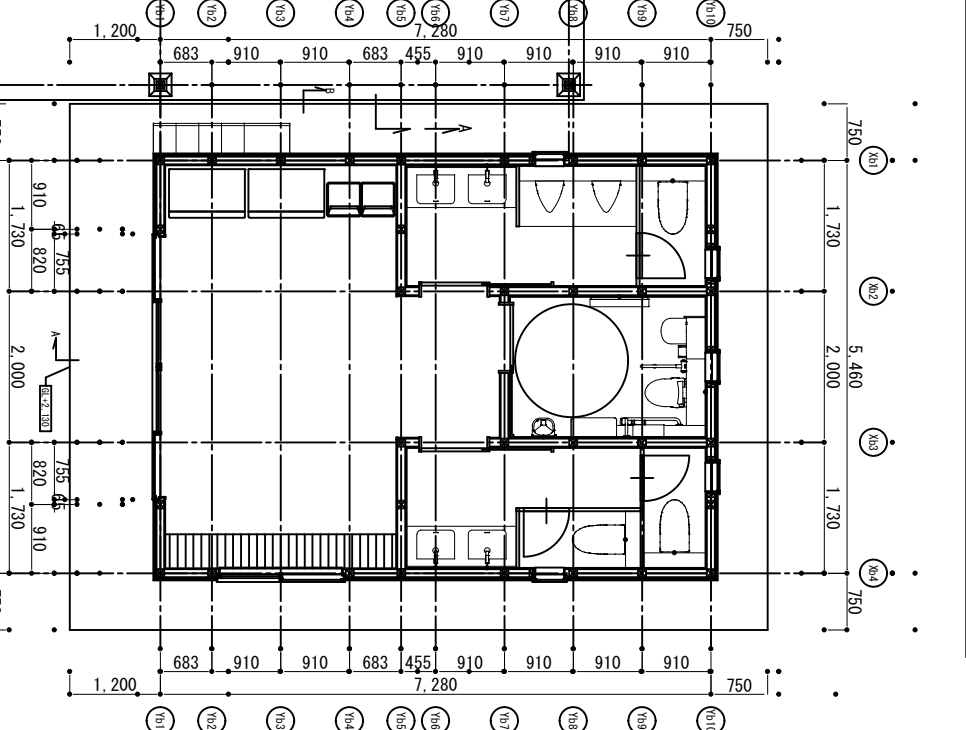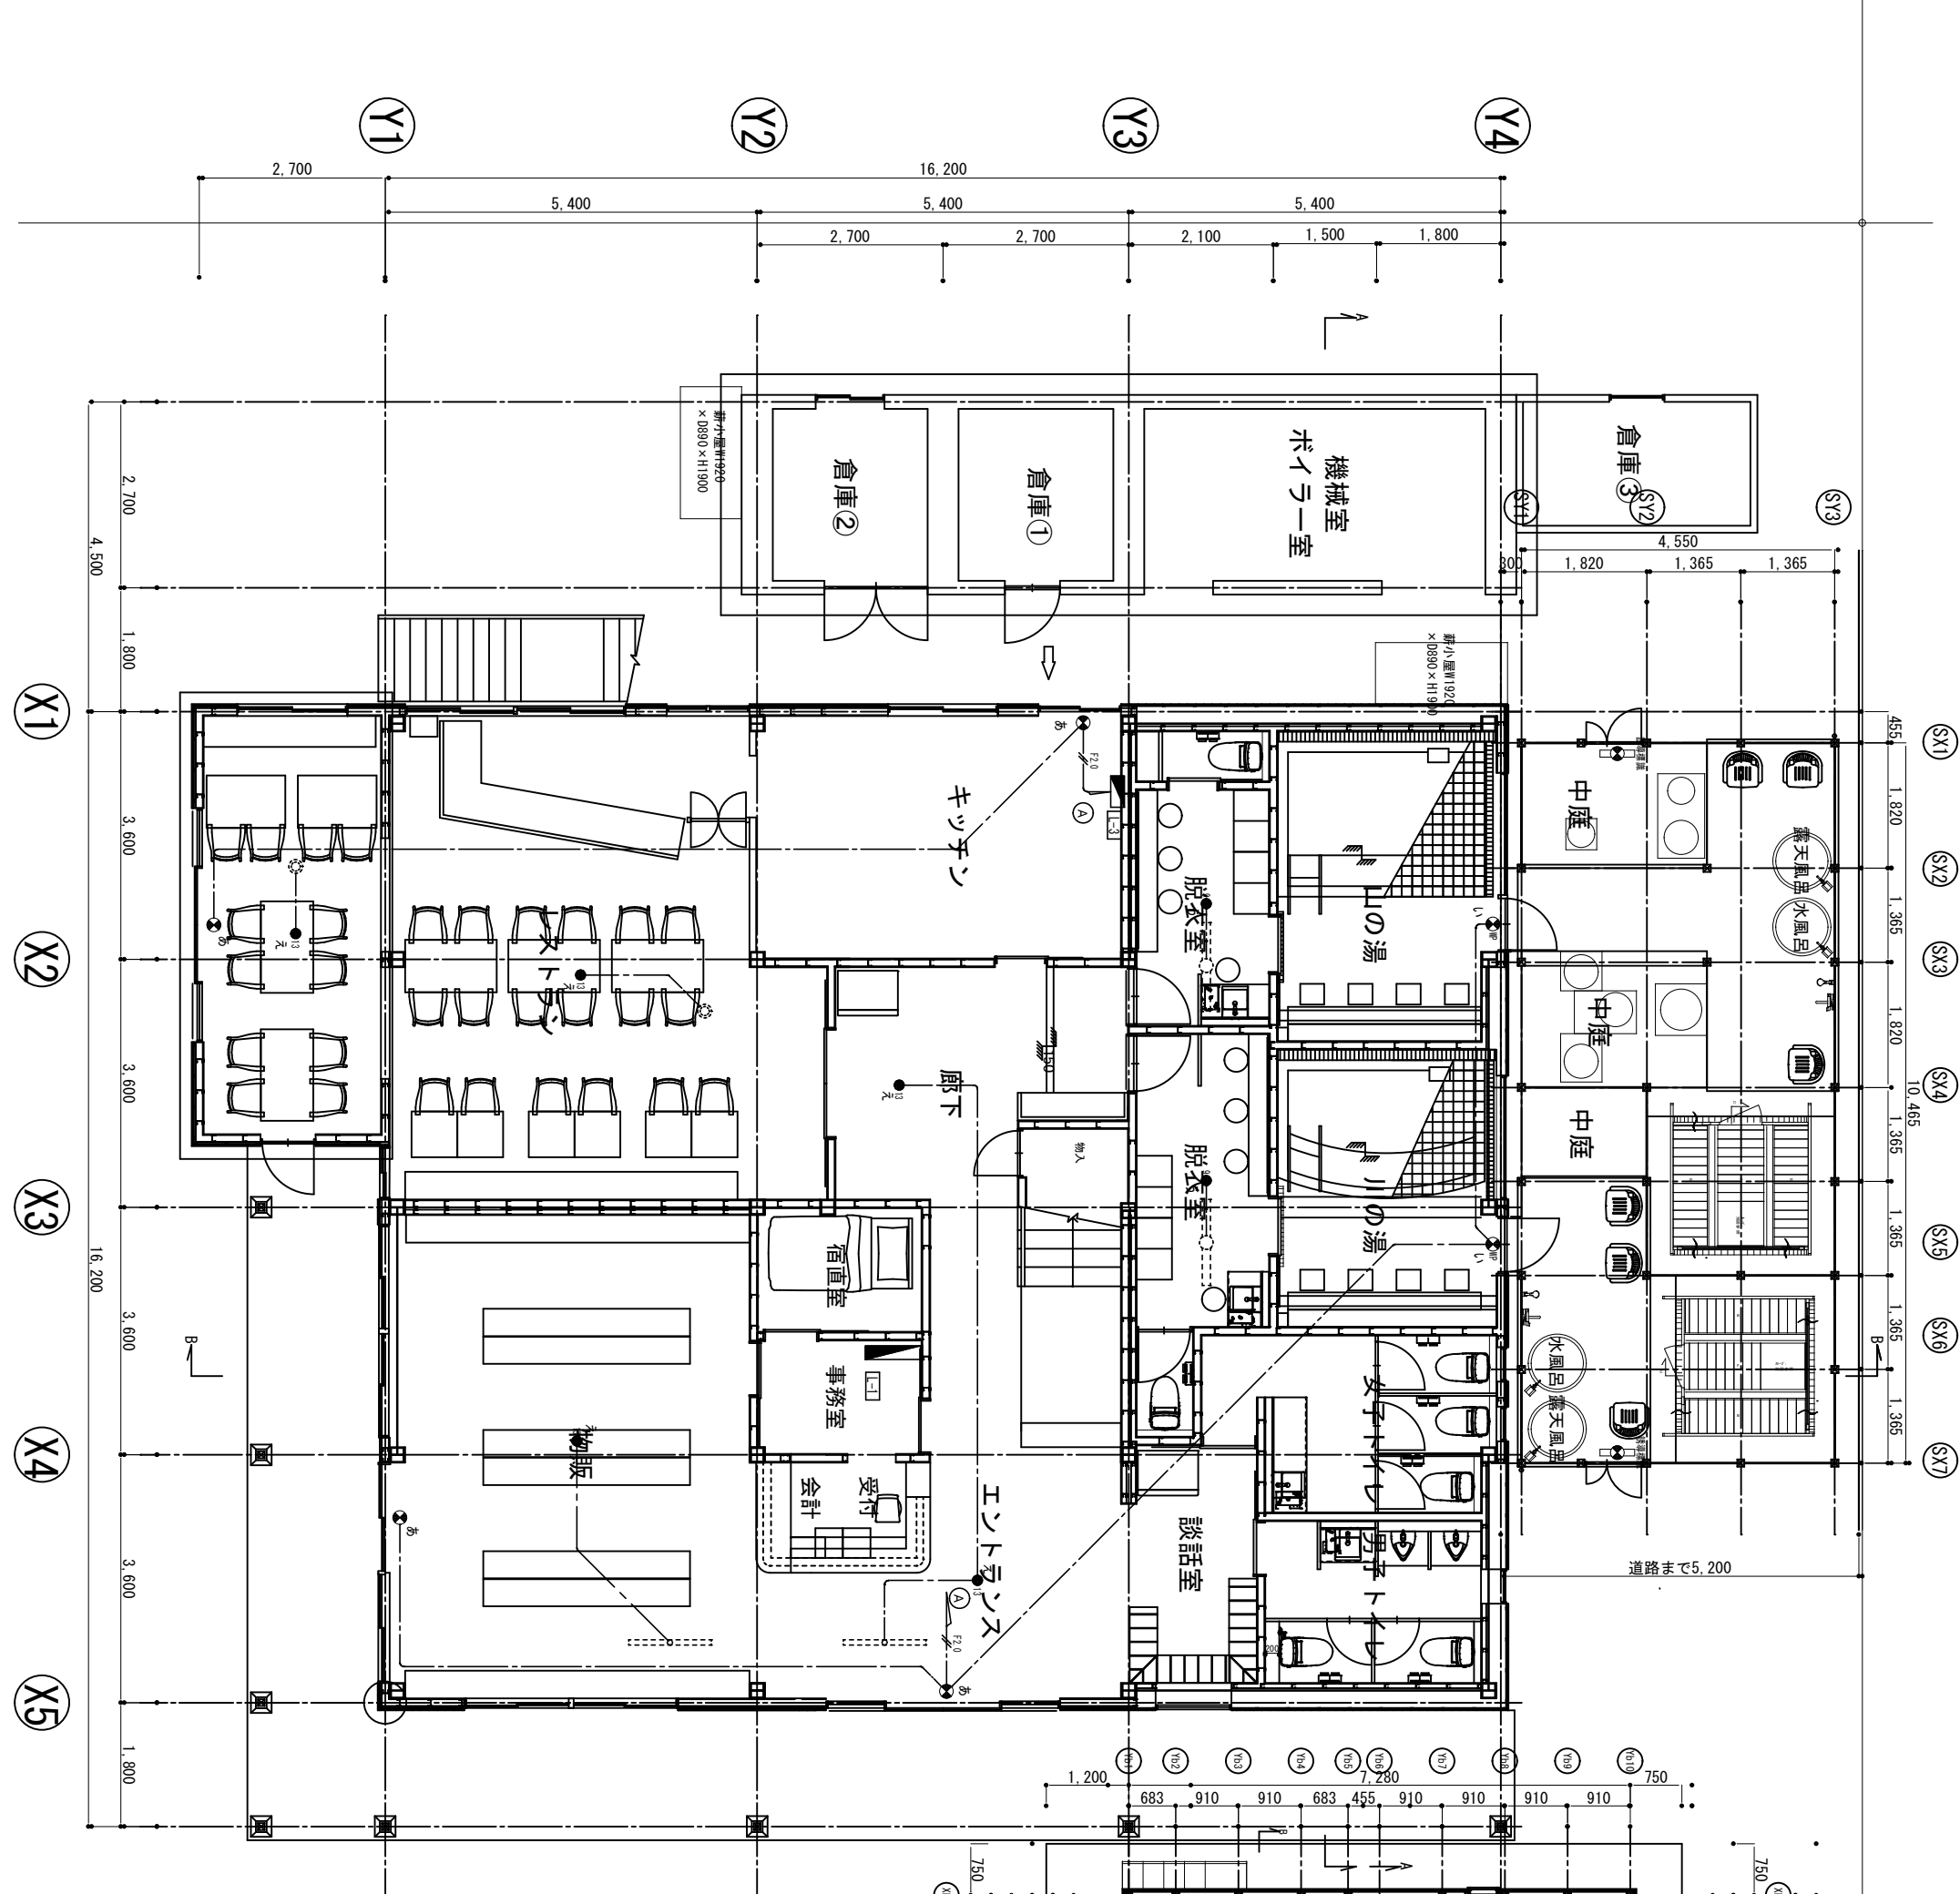

避難口誘導灯 (C級B.L 片面型) W.P ● WP		
あ	LED 1.1W	7台
い	LED 1.1W	2台
避難口誘導灯 (C級B.L 片面型) WP ● WP		
あ	LED 1.1W	7台
い	LED 1.1W	2台
非常灯 (埋込型 9形) ● 9		
う	LED 1.0W	2台
え	LED 1.0W	11台
非常灯 (埋込型 13形) ● 13		
う	LED 1.0W	2台
え	LED 1.0W	11台

光源の種類	LEDモジュール	光源の種類	LEDモジュール
接続端子部の材料	ホリシタ樹脂	接続端子部の材料	ホリシタ樹脂
器具内の電線種類	架橋ポリエチレン絶縁電線	器具内の電線種類	架橋ポリエチレン絶縁電線
非常用電源	電源内蔵型	非常用電源	電源内蔵型

取付高さ	2.1m	2.4m	2.5m	2.6m	3.0m
単体配置	A1 3.8	A1 4.0	A1 4.0	A1 4.2	A1 4.8
	B1 3.8	B1 4.0	B1 4.0	B1 4.2	B1 4.8


取付高さ	2.1m	2.4m	2.6m	3.0m	3.5m
単体配置	A1 4.2	A1 4.6	A1 4.7	A1 4.9	A1 4.8
	B1 4.2	B1 4.6	B1 4.7	B1 4.9	B1 4.8

注記 指示なき配線・配管は下記とする。

WF2.0-2C (100V) : WF1.6-2C (100V)

客・里の駅整備事業本棟改修工事

DRAWING TITLE 1階 誘導・非常灯設備図 SCALE A3: 1/100 NUMBER E-06

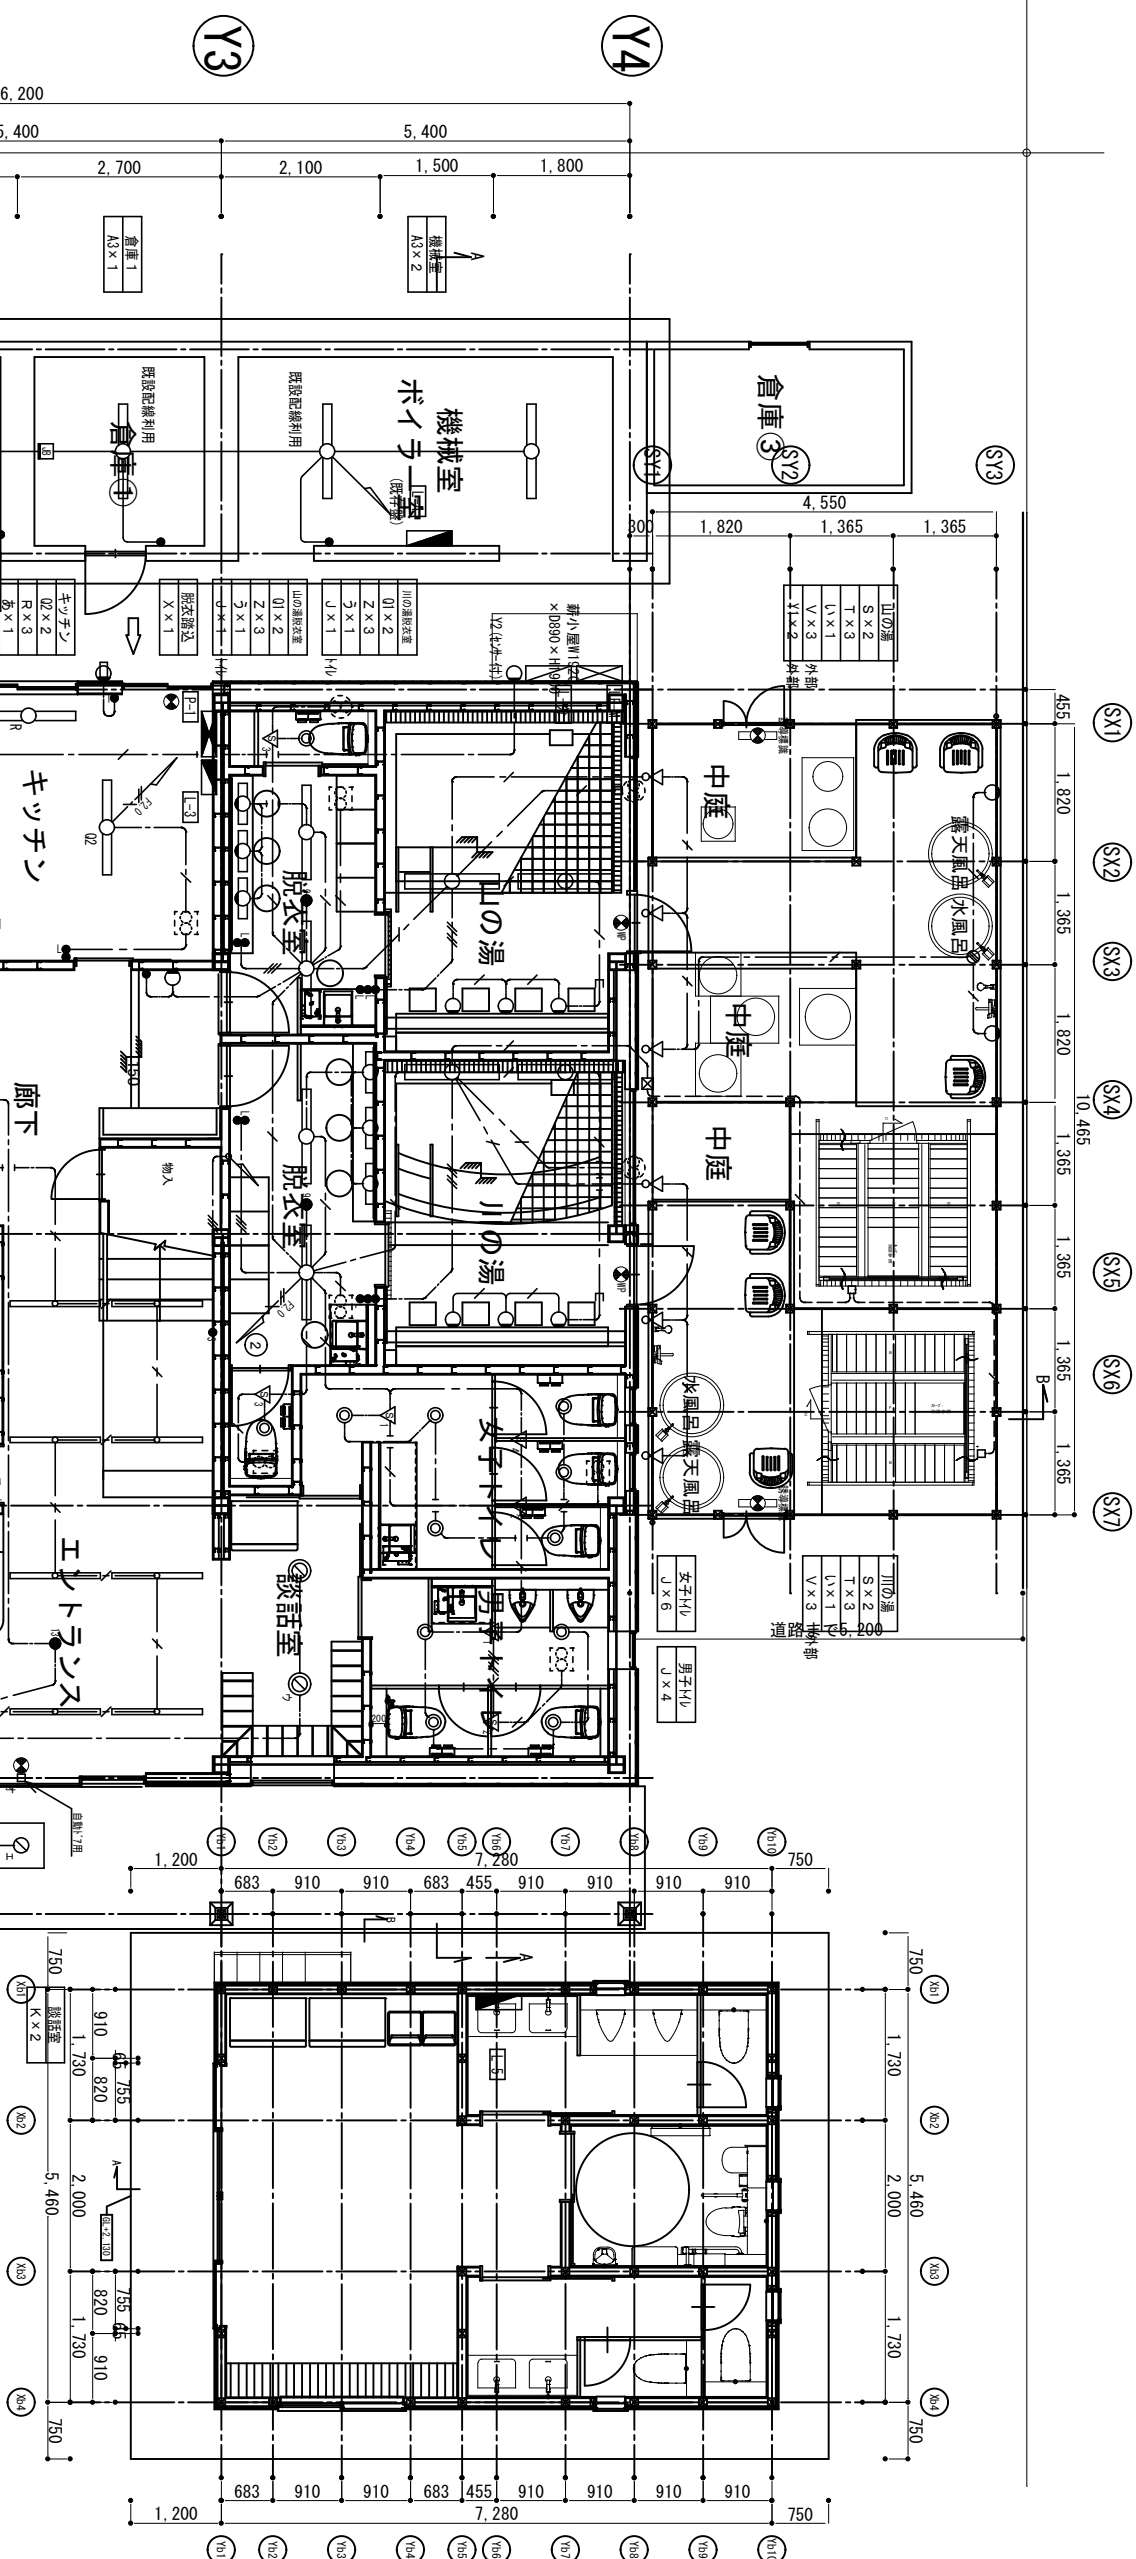

MCH 1500		
⑤/1	天井付熱線灯少 器具	W1K24818
⑤/2	天井付熱線灯少 子器・換気扇排風子付	W1K29318
⑤/3	天井付熱線灯少 換気扇連動用	W1K2604
⑤/4	天井付熱線灯少 子器	W1K29129

注記) 指示なき配線・配管は下記とする。



	F2.0	
宿直室 机 × 1		:
	WF1、6-2C	(30)h*
物质 E × 12		:
あ × 1	WF1、6-3C (IC E)	(30)h*
え × 1	WF1、6-3C	(30)h*
	WF1、6-2D×2	(30)h*
	WF1、6-3C+2C	(30)h*
	WF1、6-3D×2	(30)h*
	WF1、6-3C×2	(30)h*
	WF1、6-3C (IC E)	(PF)6.
	WF1、6-3C (IC E)	(PF)6.

* 出入口にある外灯改修
灯具交換（投光器型へ交換
ポール及び配線は既存利用

TITLE 寄・里の駅整備事業本棟改修工事

DATE 20251029

DRAWING TITLE 1階 電灯設備図 SCALE A3 : 1/100 NUMBER E-08
株式会社 計画・環境建築 一般建築士事務所 神奈川県知事登録18878号 一般建築士 登録番号第126953号 杉本洋文

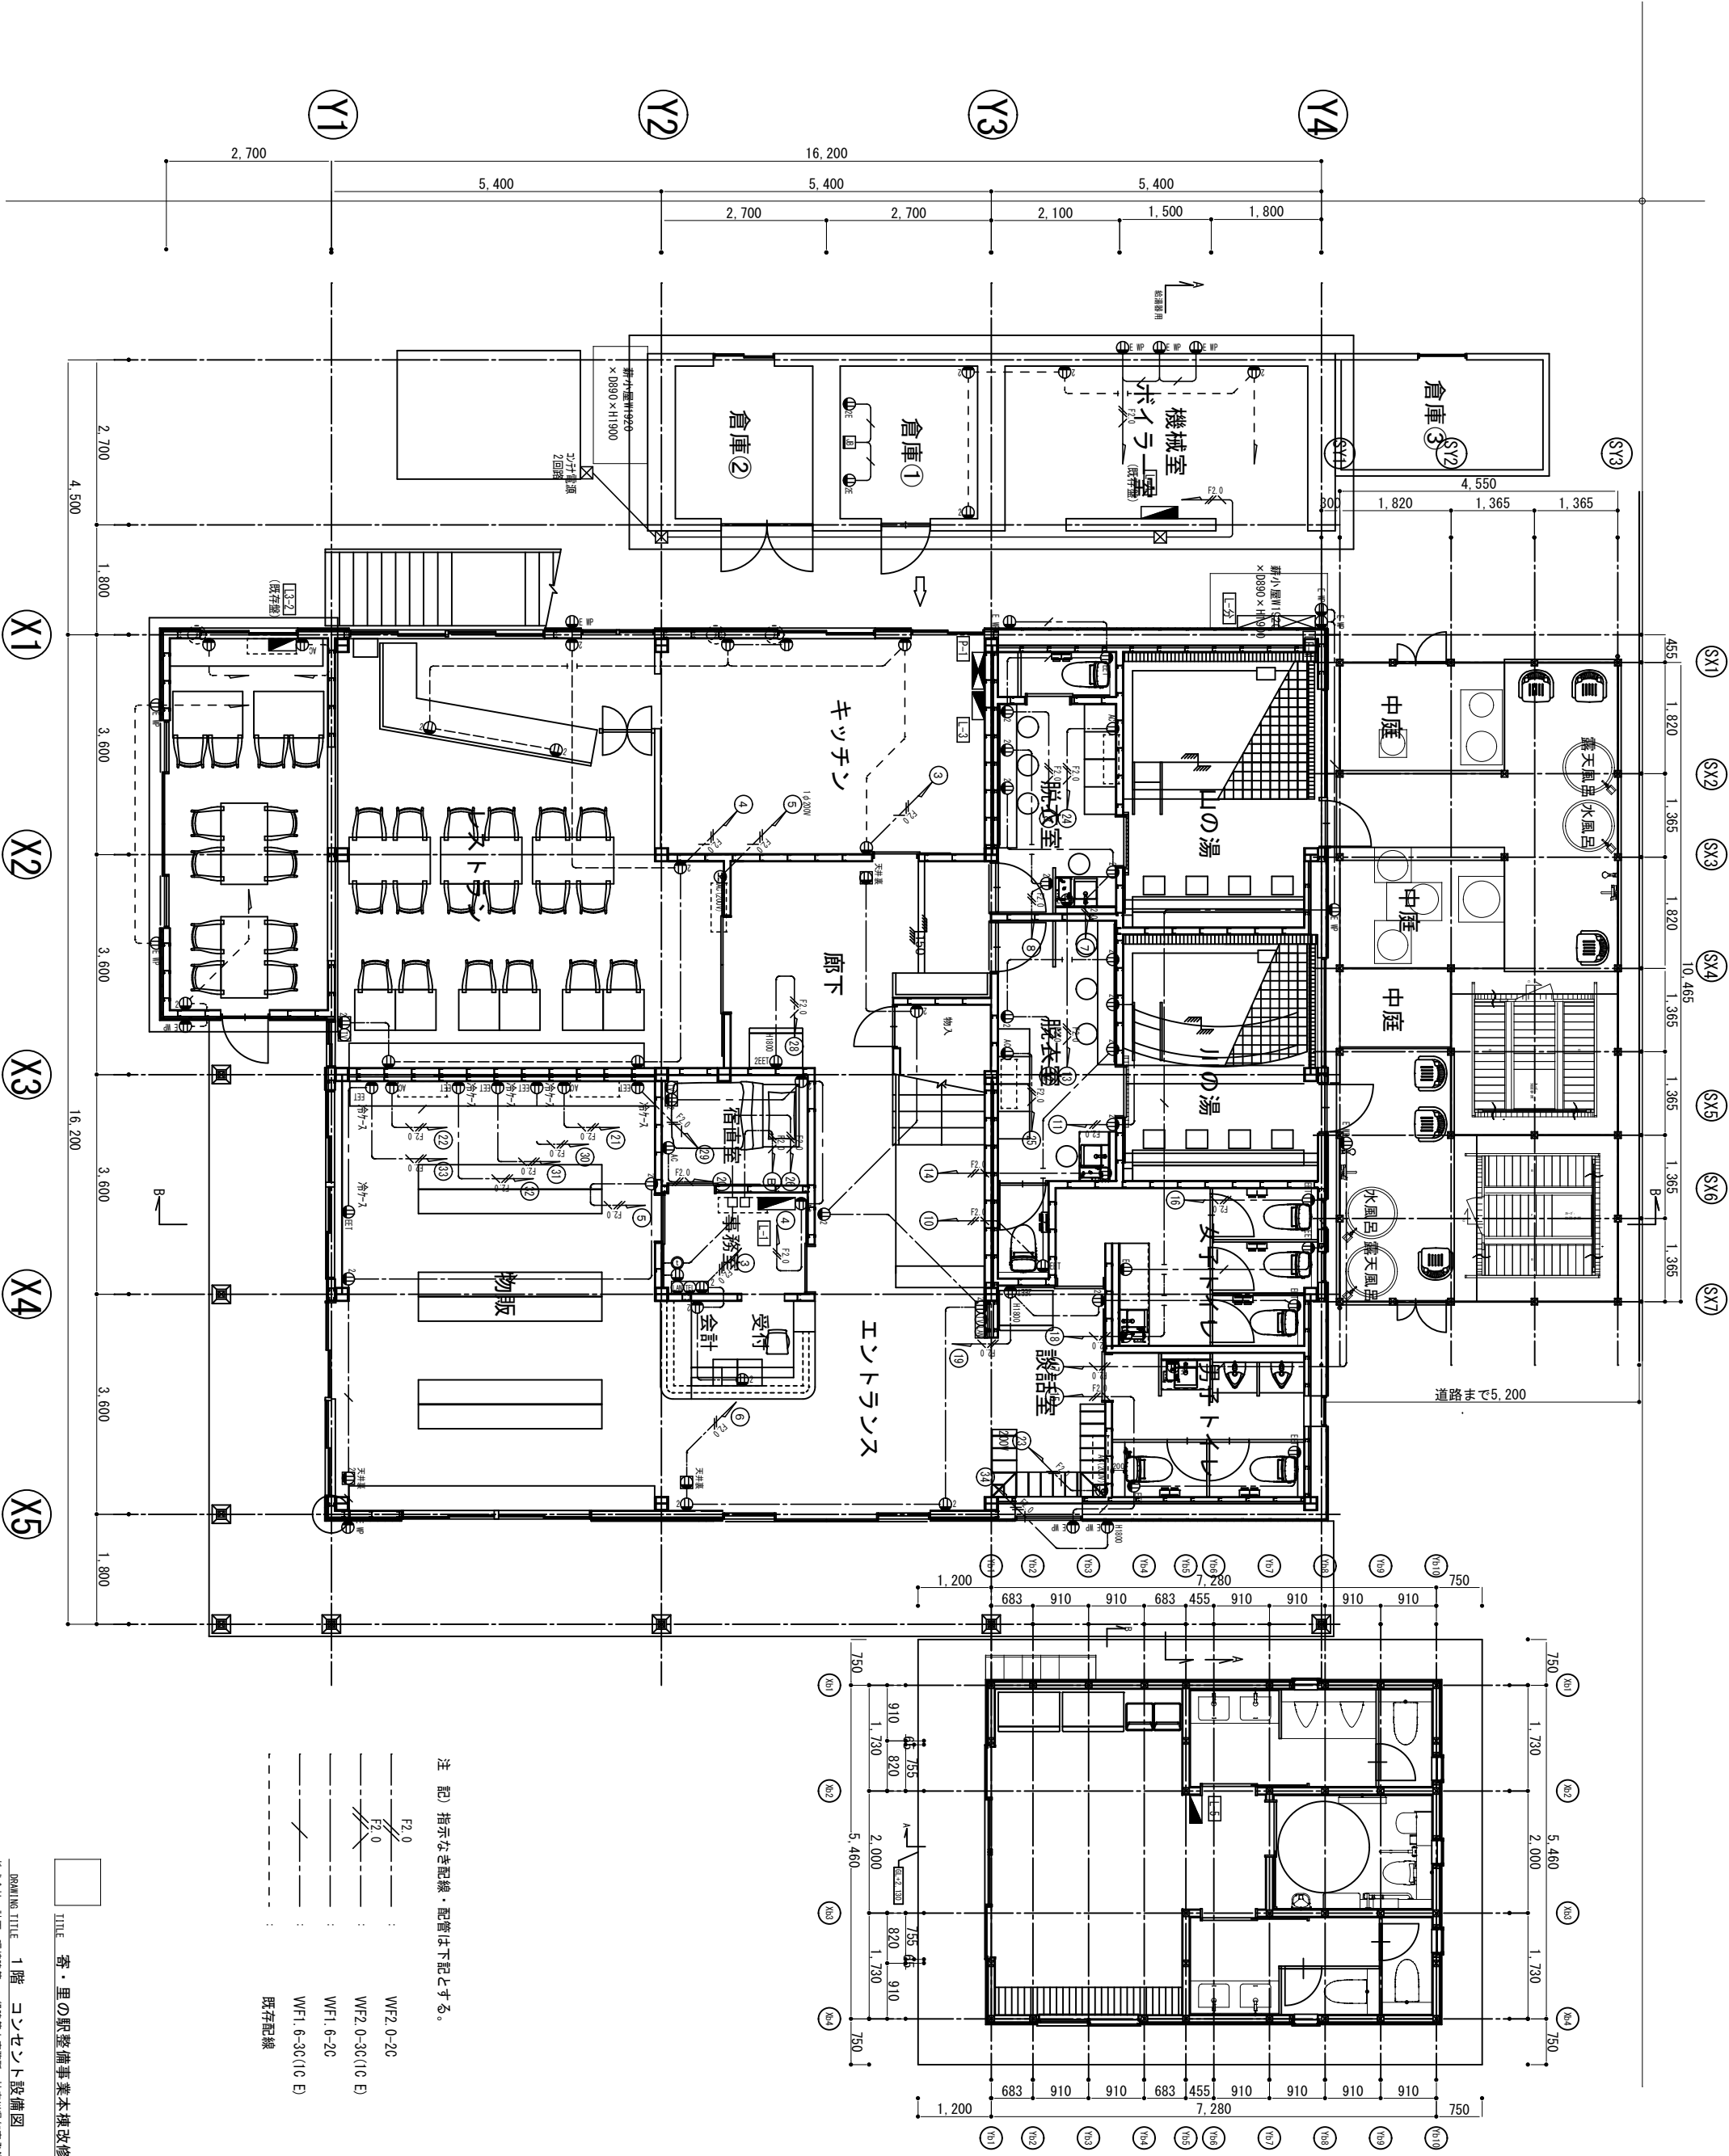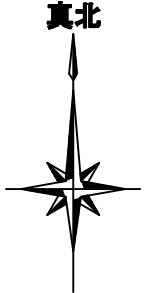

注 記 指示なき配線・配管は下記とする。


- F2.0 (100V)
- WF2.0-2C (100V)
- WF2.0-3C(10 E) (100V)
- WF1.6-2C (100V)
- WF1.6-3C(10 E) (100V)
- 既存配線

TITLE 客・里の駅整備事業本棟改修工事

DRAWING TITLE 1階 コンセント設備図 SCALE A3・1/100 NUMBER E-10


株式会社 計画・環境建築 一般建築士事務所 神奈川県知事登録第18878号 一般建築士 登録番号第126853号 杉本洋文



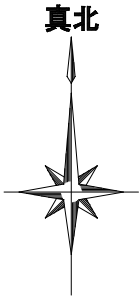

隣地境界線


Y1	2,700				
	5,400		5,400		5,400
	2,700		2,700	2,100	1,500
Y2	5,400		5,400		5,400
	2,700		2,700	2,100	1,500
	2,700		2,700	2,100	1,500
Y3	5,400		5,400		5,400
	2,700		2,700	2,100	1,500
	2,700		2,700	2,100	1,500
Y4	5,400		5,400		5,400
	2,700		2,700	2,100	1,500
	2,700		2,700	2,100	1,500

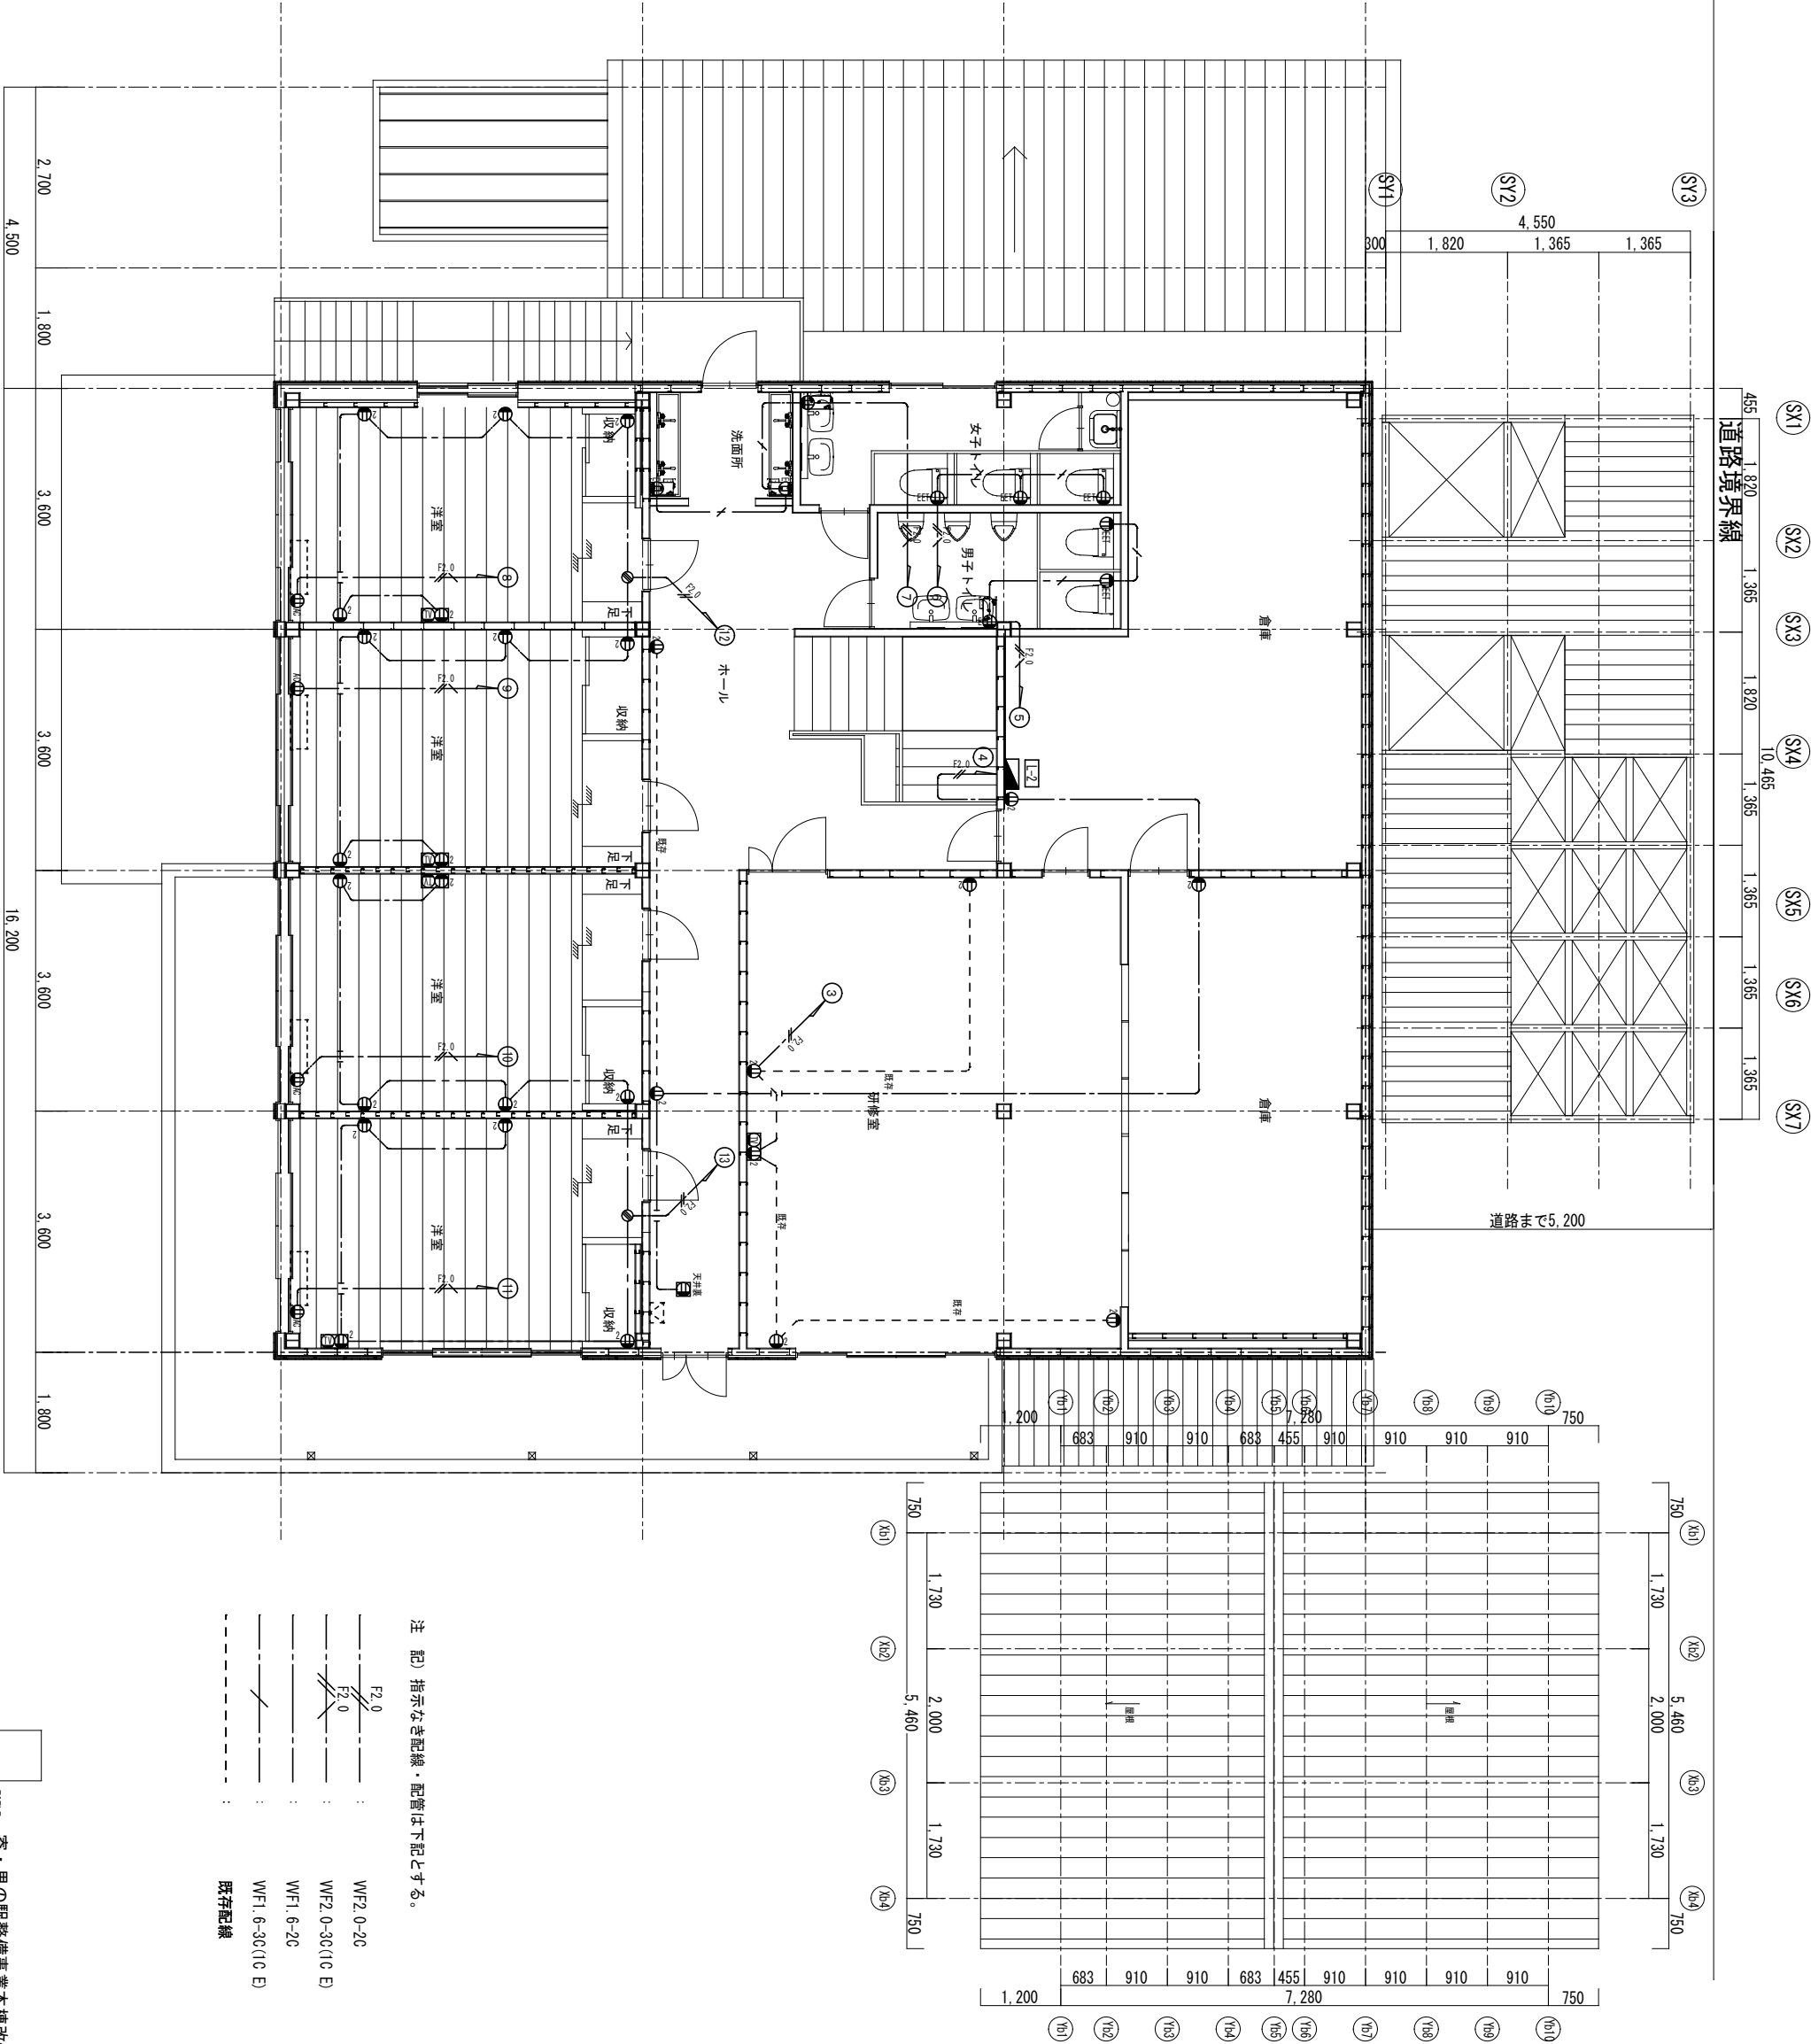

注記 指示なき配線・配管は下記とする。

WF2.0-2C	(100V)
WF2.0-3C(10E)	(100V)
WF1.6-2C	(100V)
WF1.6-3C(10E)	(100V)
既存配線	(100V)

寄・里の駅整備事業本棟改修工事

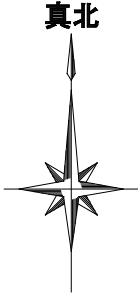

道路まで5,200

道路境界線

(K7)

455	1,820	芳芳
-----	-------	----

1.3

[illegible]

--	--

65

365

365

365

- (ころがし配線)
- (ころがし配線)
- (ころがし配線)
- (ころがし配線)

(ころがし配線)

(ころがし配線)

(ころがし配線)


DATE 20251029

SCALE A3 : 1/100 NUMBER E-13



100 NUMBER E-13

凡 例

凡 例			規 格
記 号	名 称	機 器	規 格
	受信機	P型1級 壁掛型 10回線 (3回線 予備)	
	受信箱	P型1級    收容 埋込型	
	信号器	P型1級	
	表示灯	LED 24V	
	地区音響装置	ベル 150φ 24V 10mA	
	差動式スボット型感知器	2種 露出型	 小屋裏用
	定温式スボット型感知器	1種 露出防水型	
	光電式スボット型感知器	2種 露出型	 小屋裏用
	定温式スボット型感知器	1種 露出防水型 150°	
	地区音響装置	ベル 150φ 防水型	
	端末試験押釦		
	終 端 器		
	配線の立上げ、引下げ		
	警戒区域番号	①～⑦	
	A B C 粉末消火器	蓄圧式 3.0kg 設置台共	

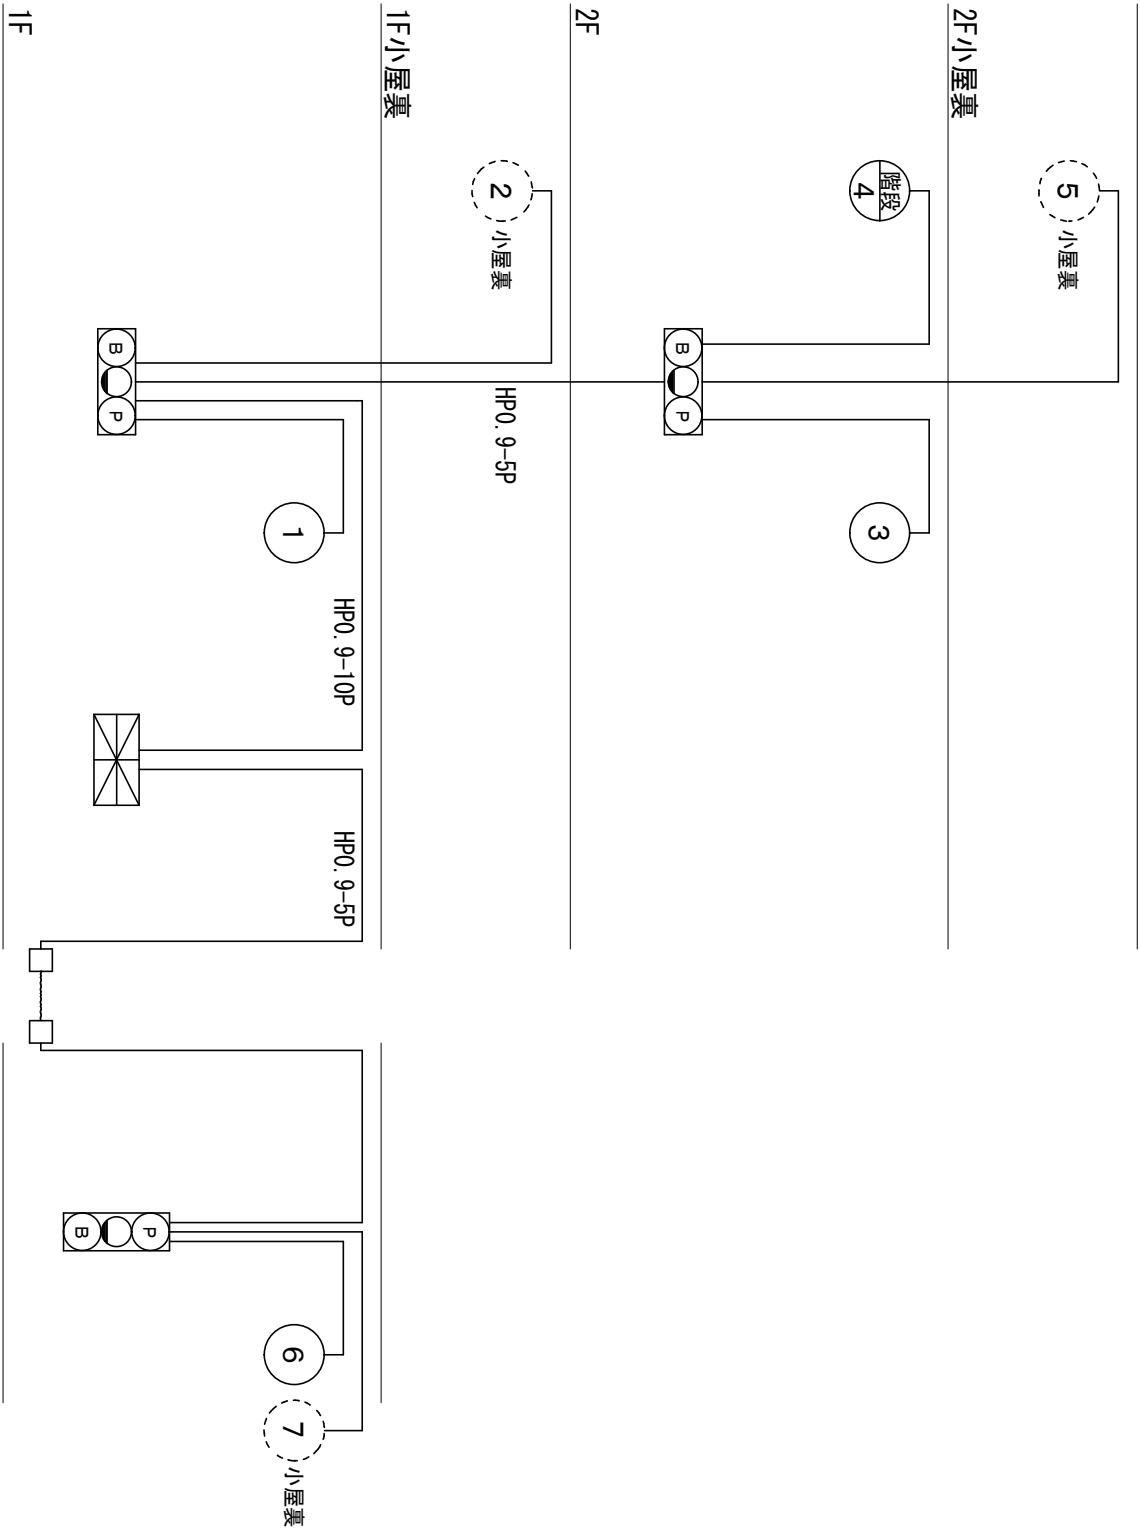

火災報知設備系統図

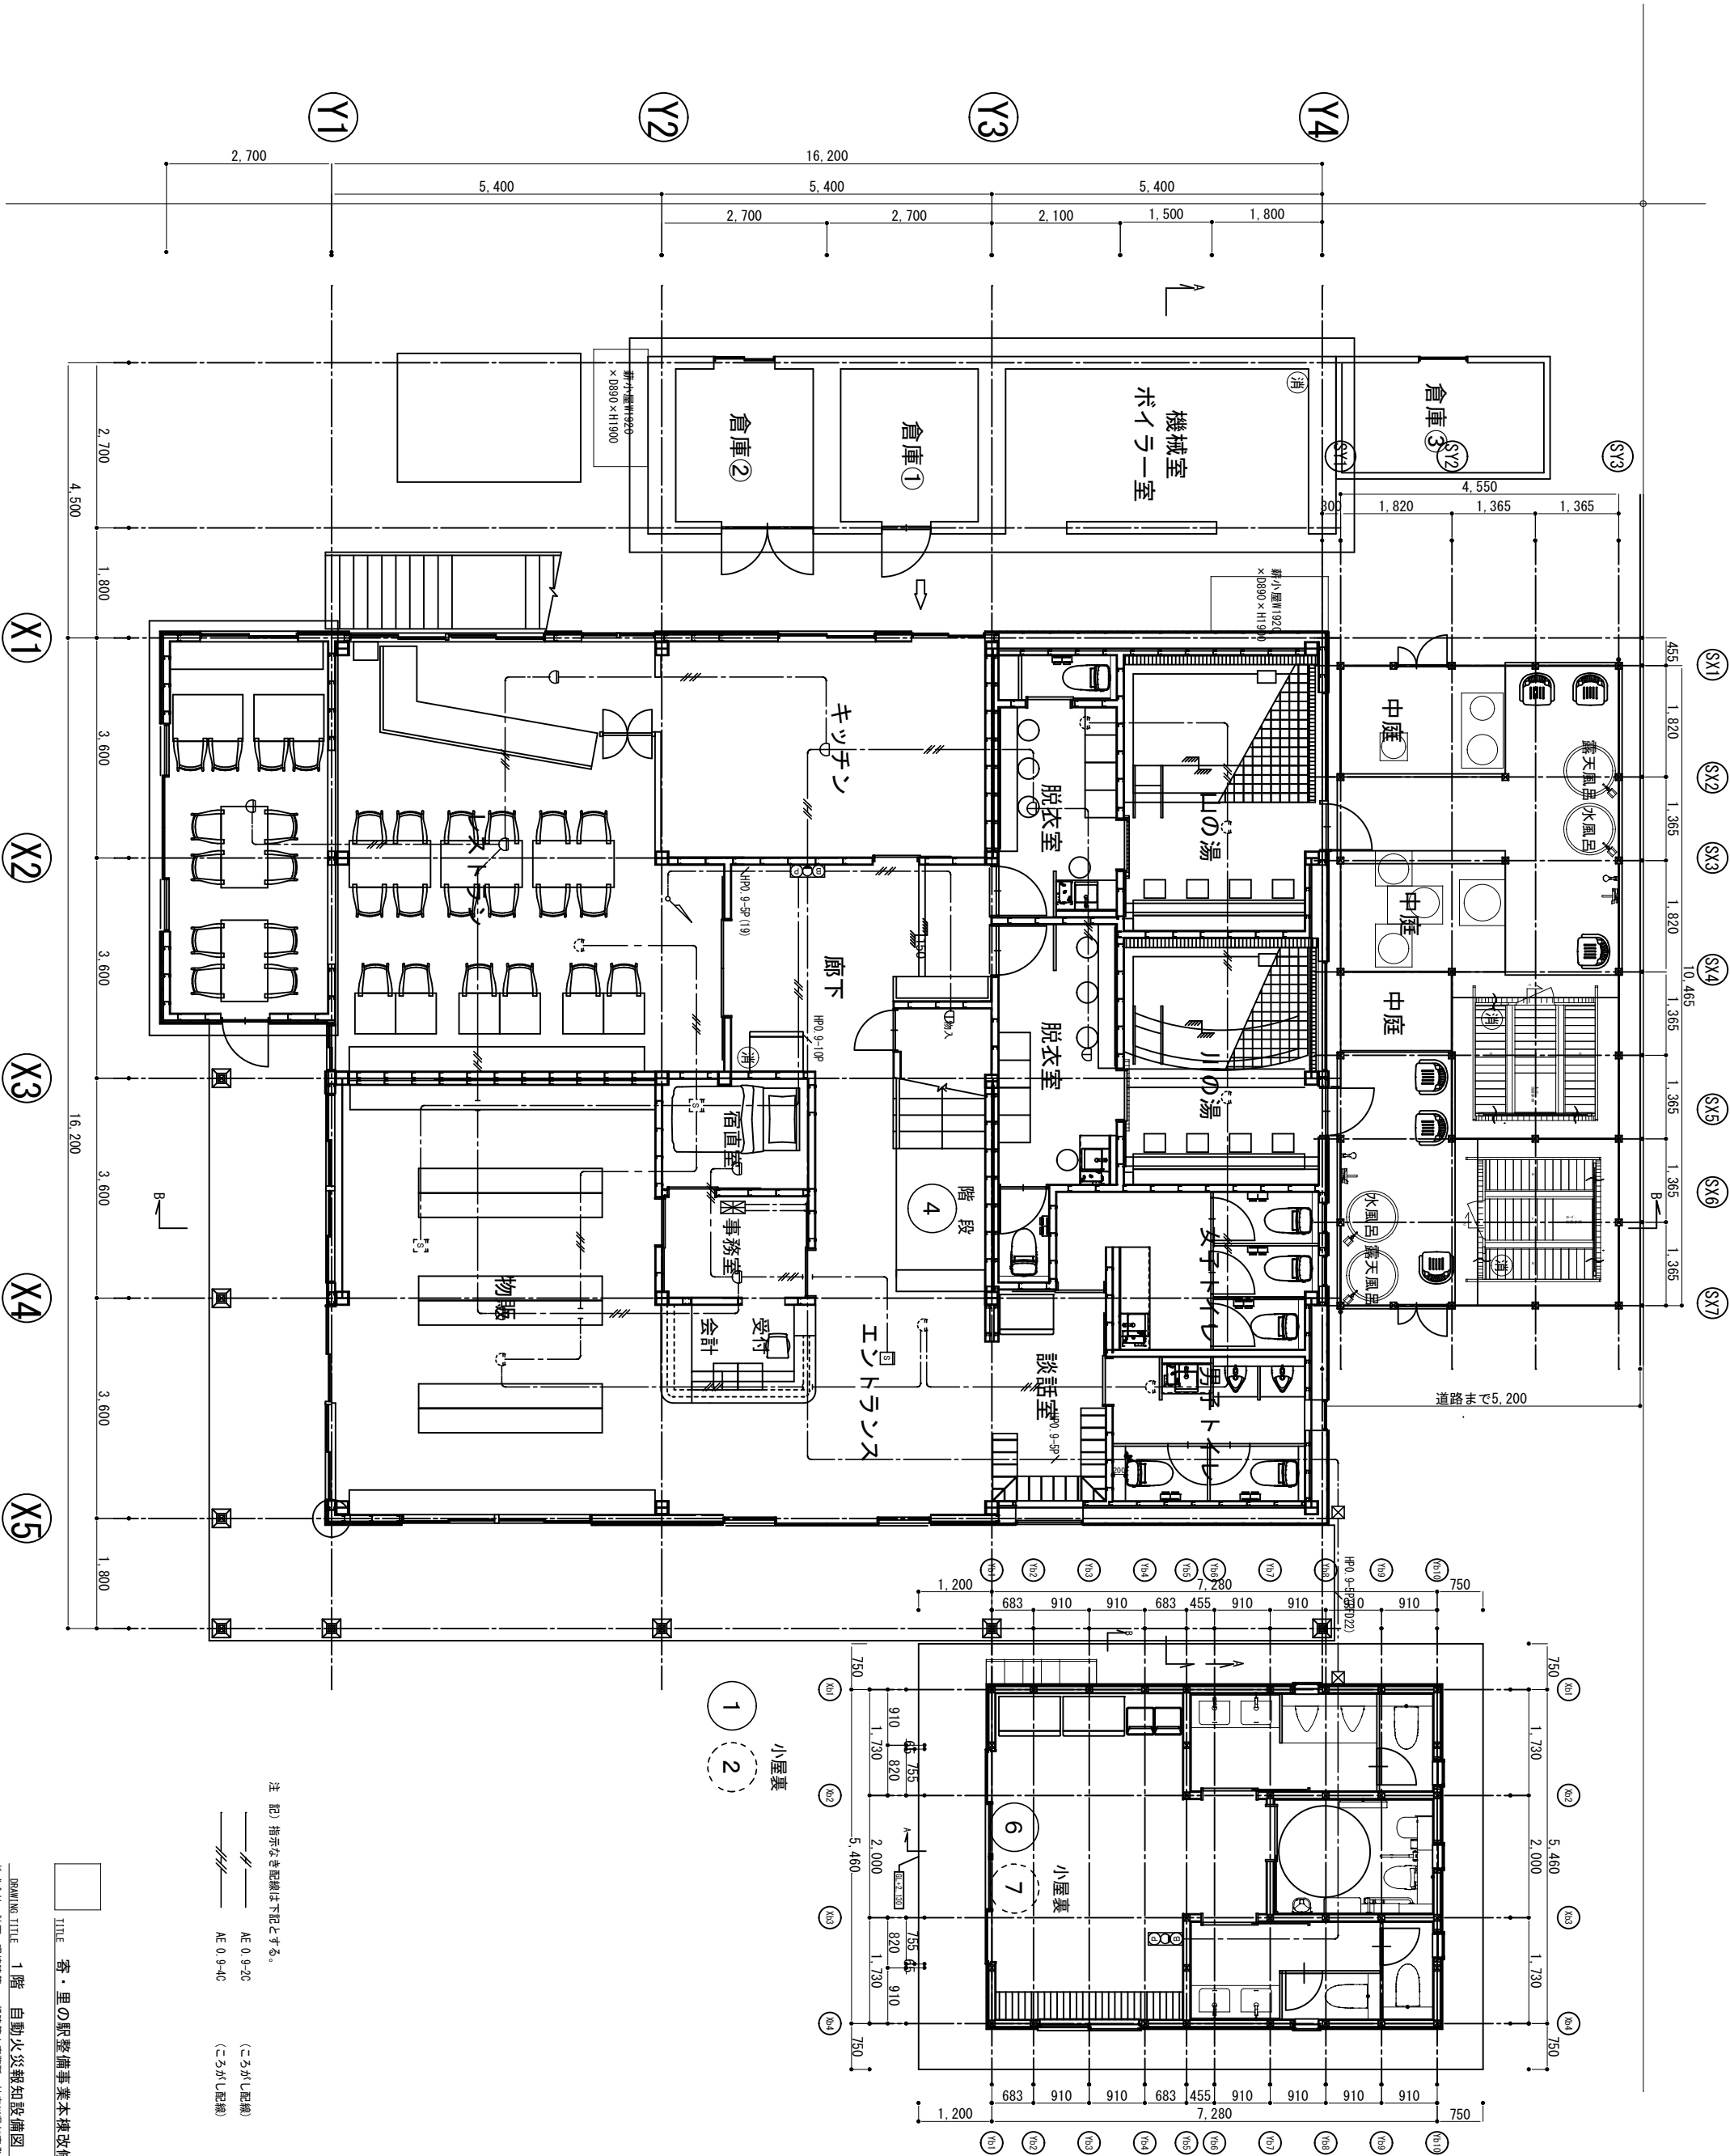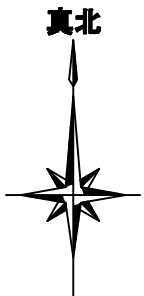

注 記) 指示なき配線は下記とする。

—— AE 0.9-20 (ころがし配線)
—— AE 0.9-40 (ころがし配線)






TITLE 寄・里の駅整備事業本棟改修工事

DATE 20251029


DRAWING TITLE 1階 自動火災報知設備図 SCALE A3: 1/100 NUMBER E-15
株式会社 計画・環境建築 一般建築士事務所 神奈川県知事登録18878号 一般建築士 登録番号第126853号 杉本洋文



 

隣地境界線

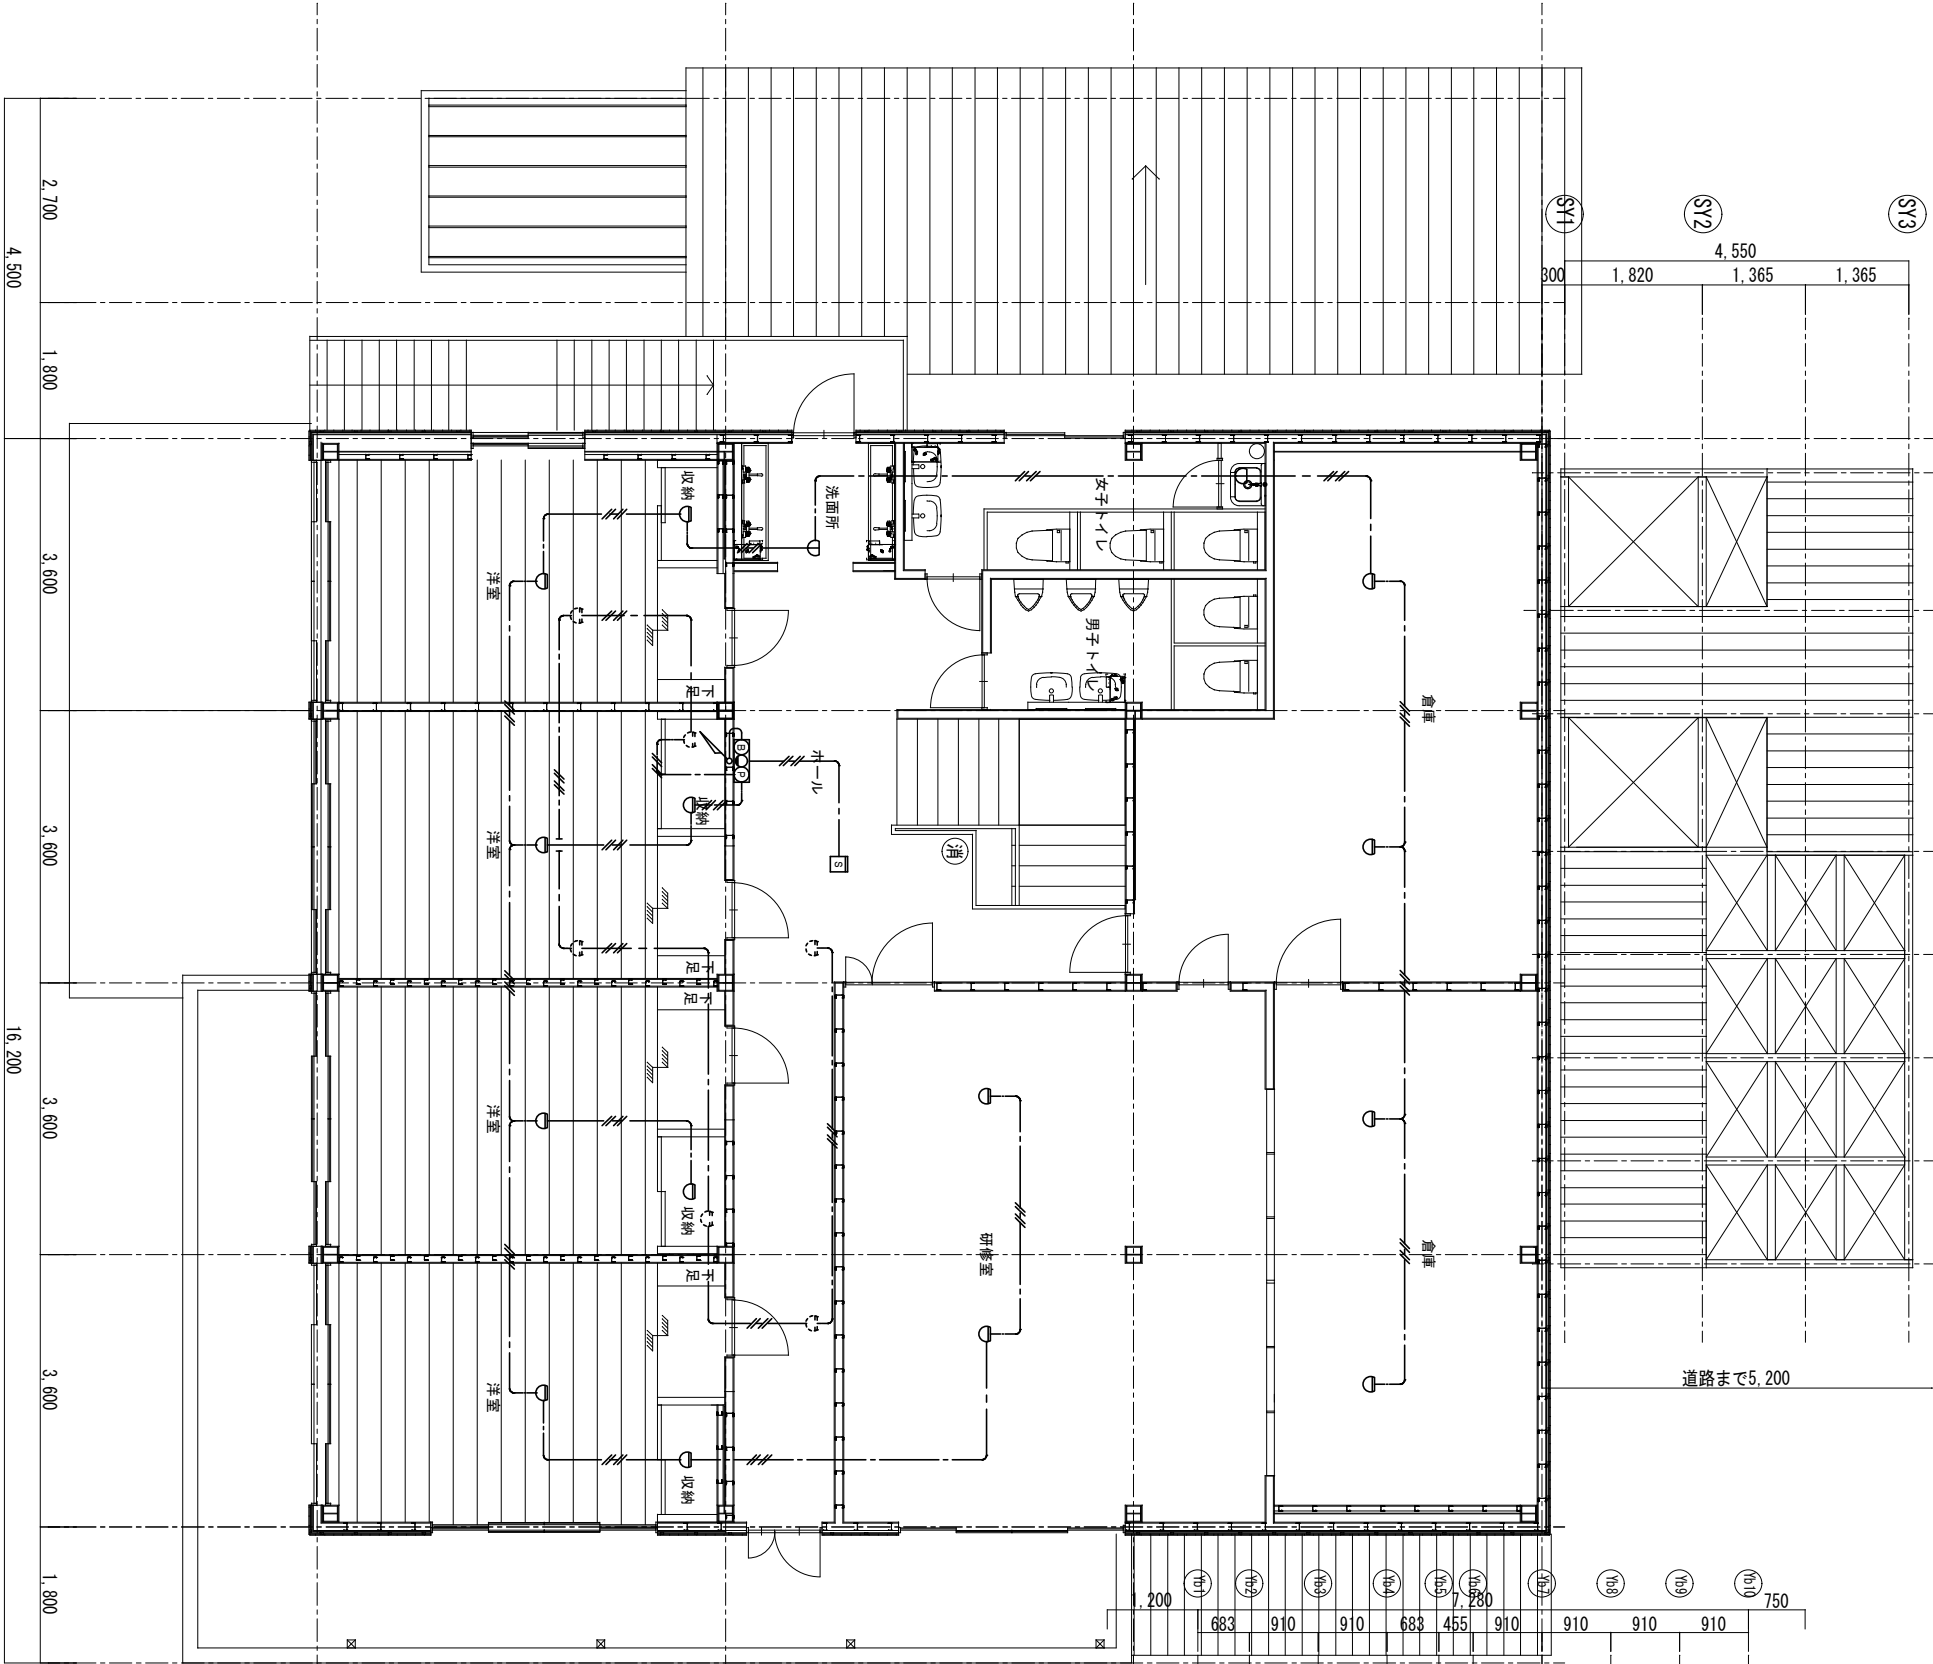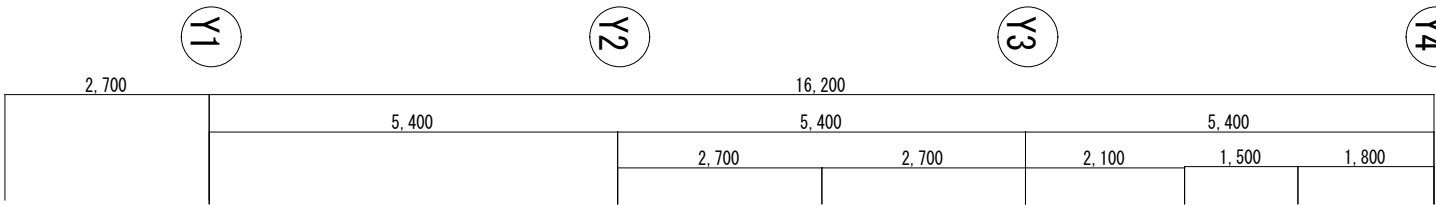

小屋裏
階段
3 4 5

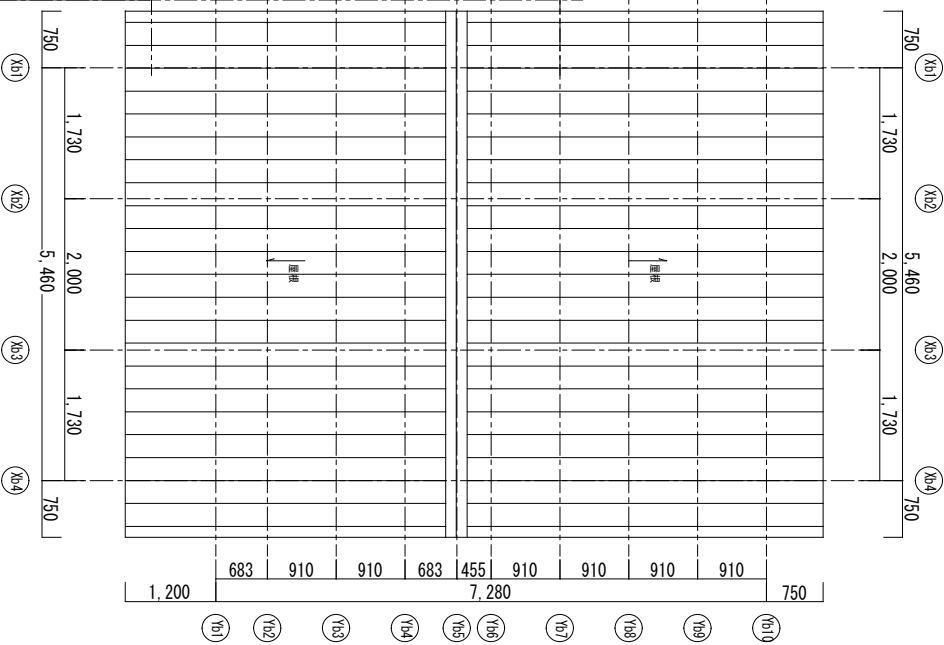

注 記) 指示なき配線は下記とする。

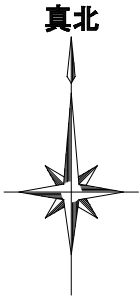 

TITLE 寄・里の駅整備事業本棟改修工事

DATE 20251029

DRAWING TITLE 2階 自動火災報知設備図 SCALE A3: 1/100 NUMBER E-16
株式会社 計画・環境建築 一般建築士事務所 神奈川県知事登録第18078号 一般建築士 登録番号第126853号 杉本洋文

